




COMUNE DI CANICATTI'
Libero Consorzio Comunale di Agrigento

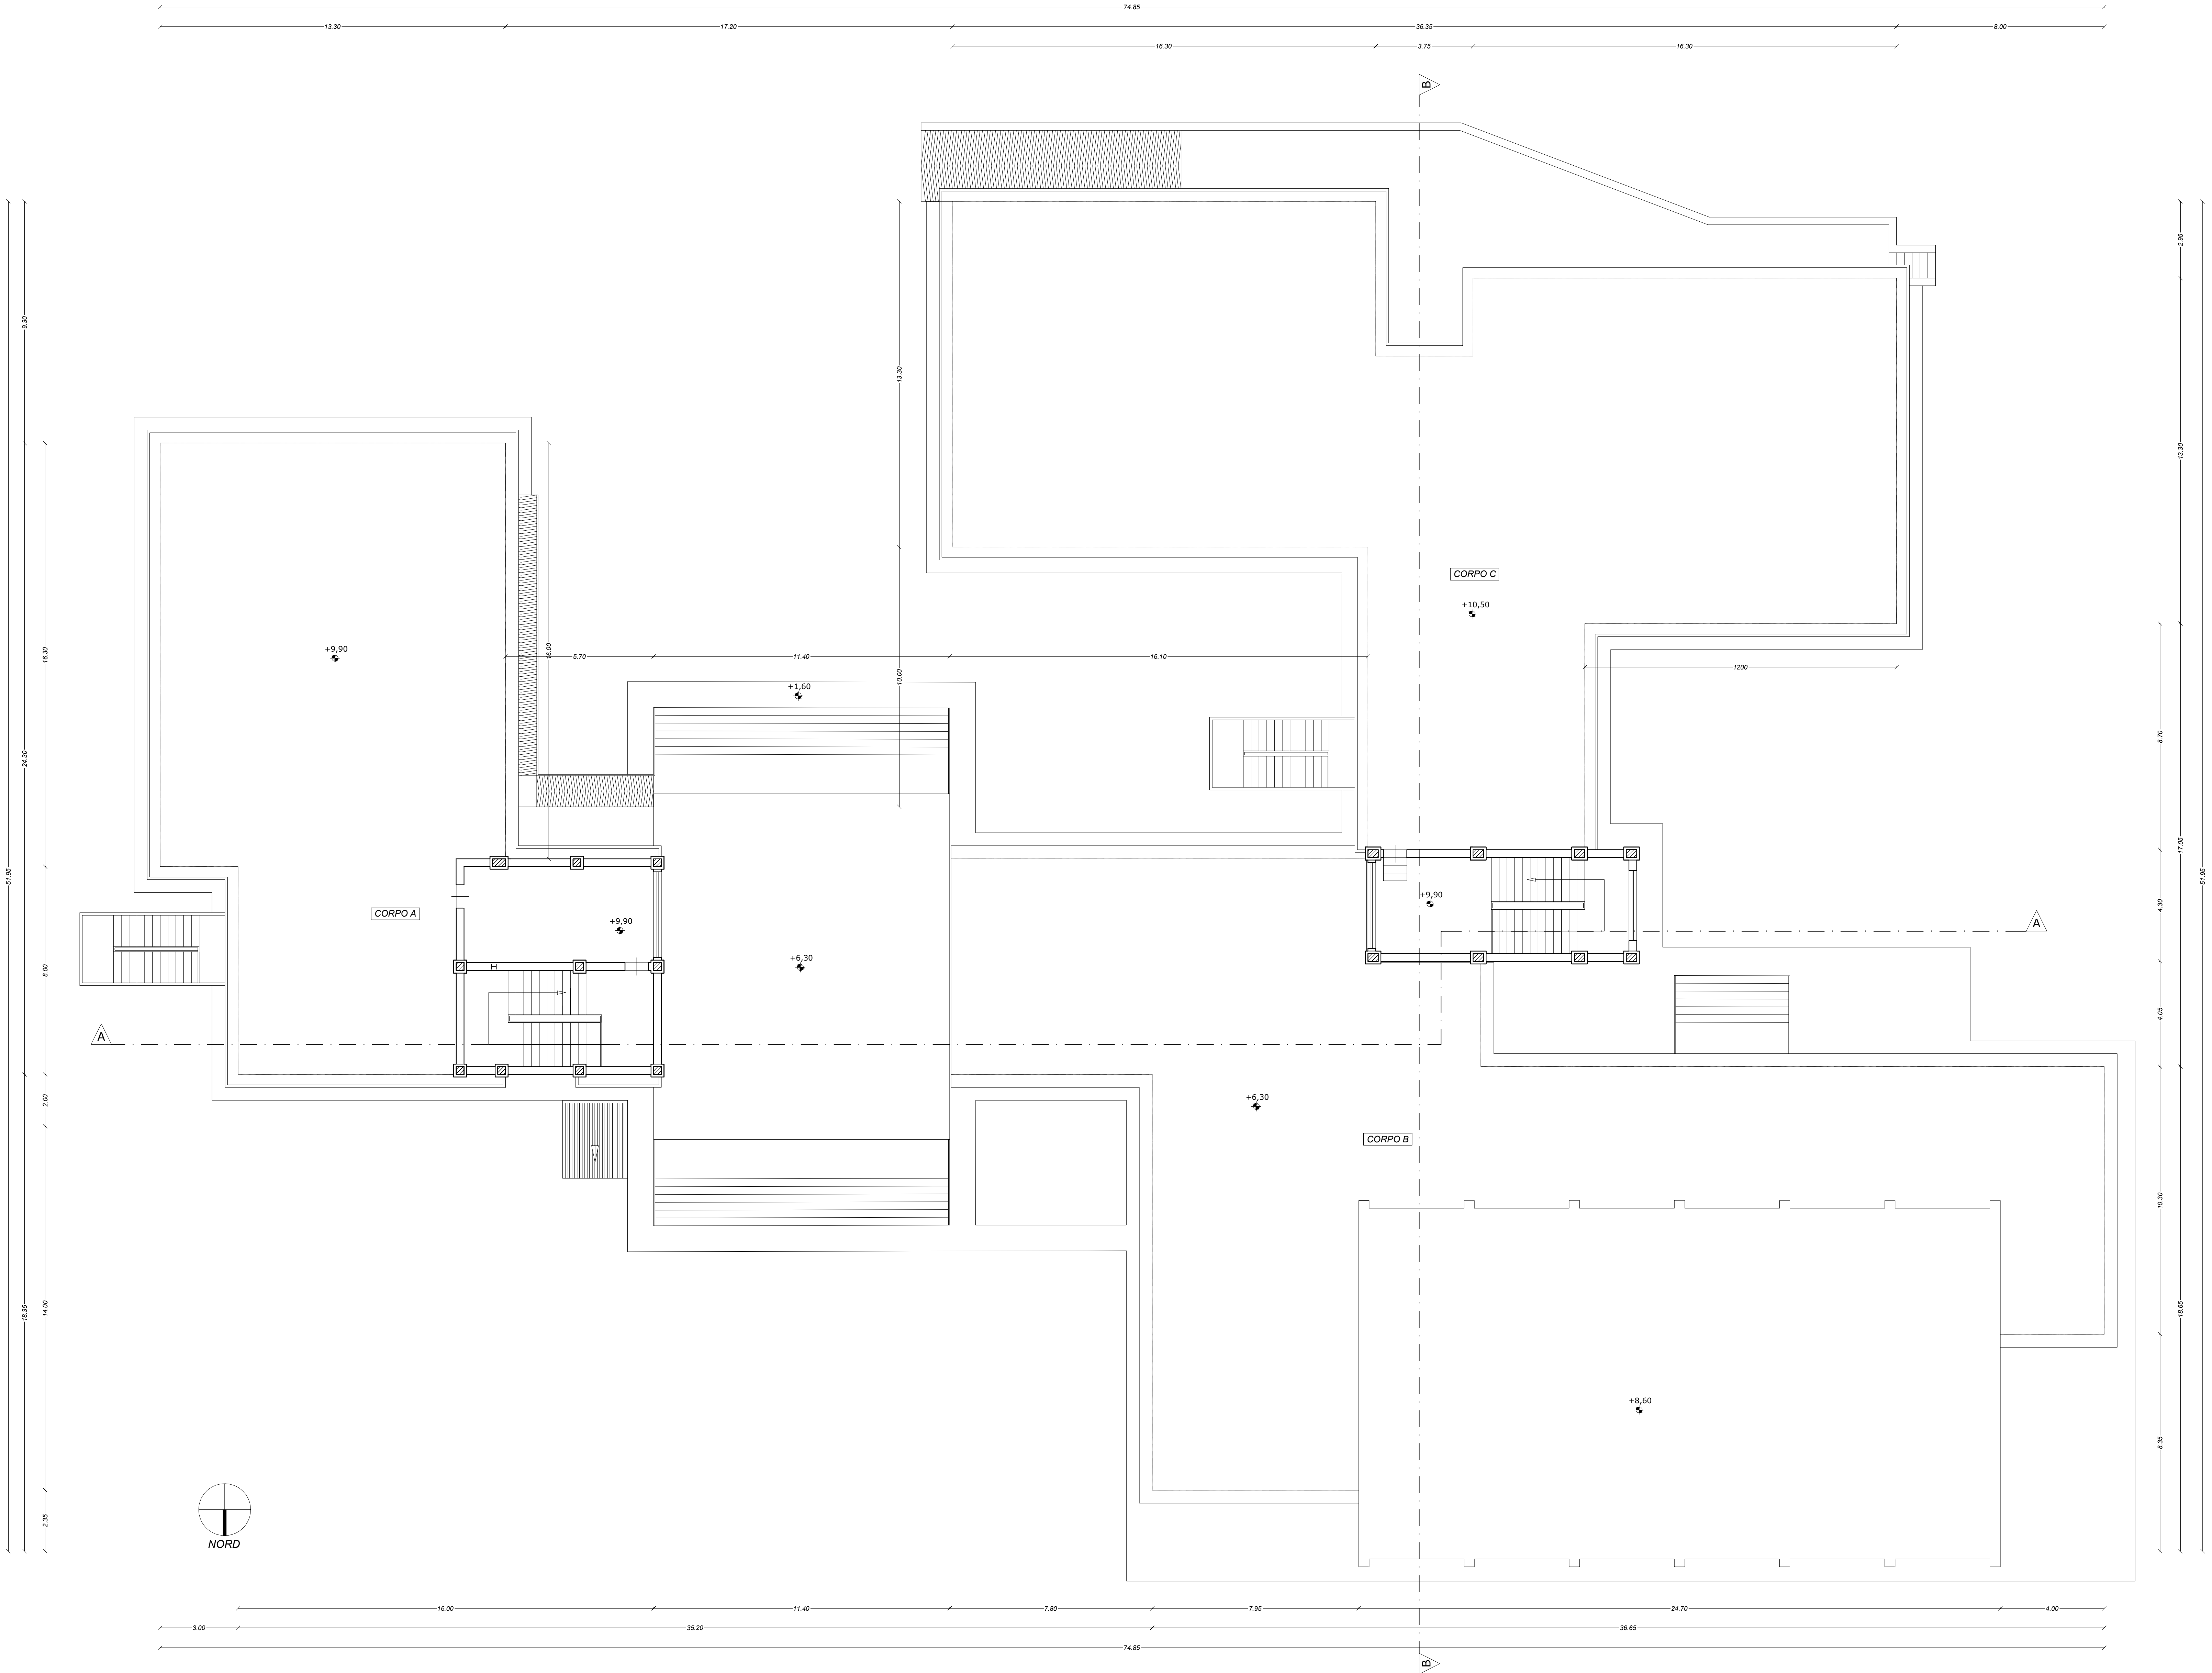

OGGETTO:
PROGETTO RELATIVO AI LAVORI DI "COMPLETAMENTO, SISTEMAZIONE E MESSA A NORMA DEGLI IMPIANTI DELLA SCUOLA RAPISARDI" - CUP: PROV0000057869

PROGETTO ESECUTIVO

Codice elaborato	Titolo elaborato
4.4	ARCHITETTONICO - PROGETTO Pianta piano secondo
Nome file: 4.PROGETTO Architettonico.dwg	Scala: 1/100

Approvazioni / Validazioni:					

B	EMISSIONE	OTTOBRE 2025			
A	DESCRIZIONE	DATA	VERIFICATO	CONTROLLATO	APPROVATO

IL PROGETTISTA: ING. LUIGI DI NATALI Firmato Di Natali Luigi 12/08/2025 11:10 12/08/25 +01:00	IL RUP: GEOM. ANTONIO LA VECCHIA Firmato Antonio La Vecchia 12/08/2025 11:10 12/08/25 +01:00 COLLABORATORI RUP: GEOM. DIEGO SFALANGA GEOM. GIOACCHINO NICOSIA
---	---