


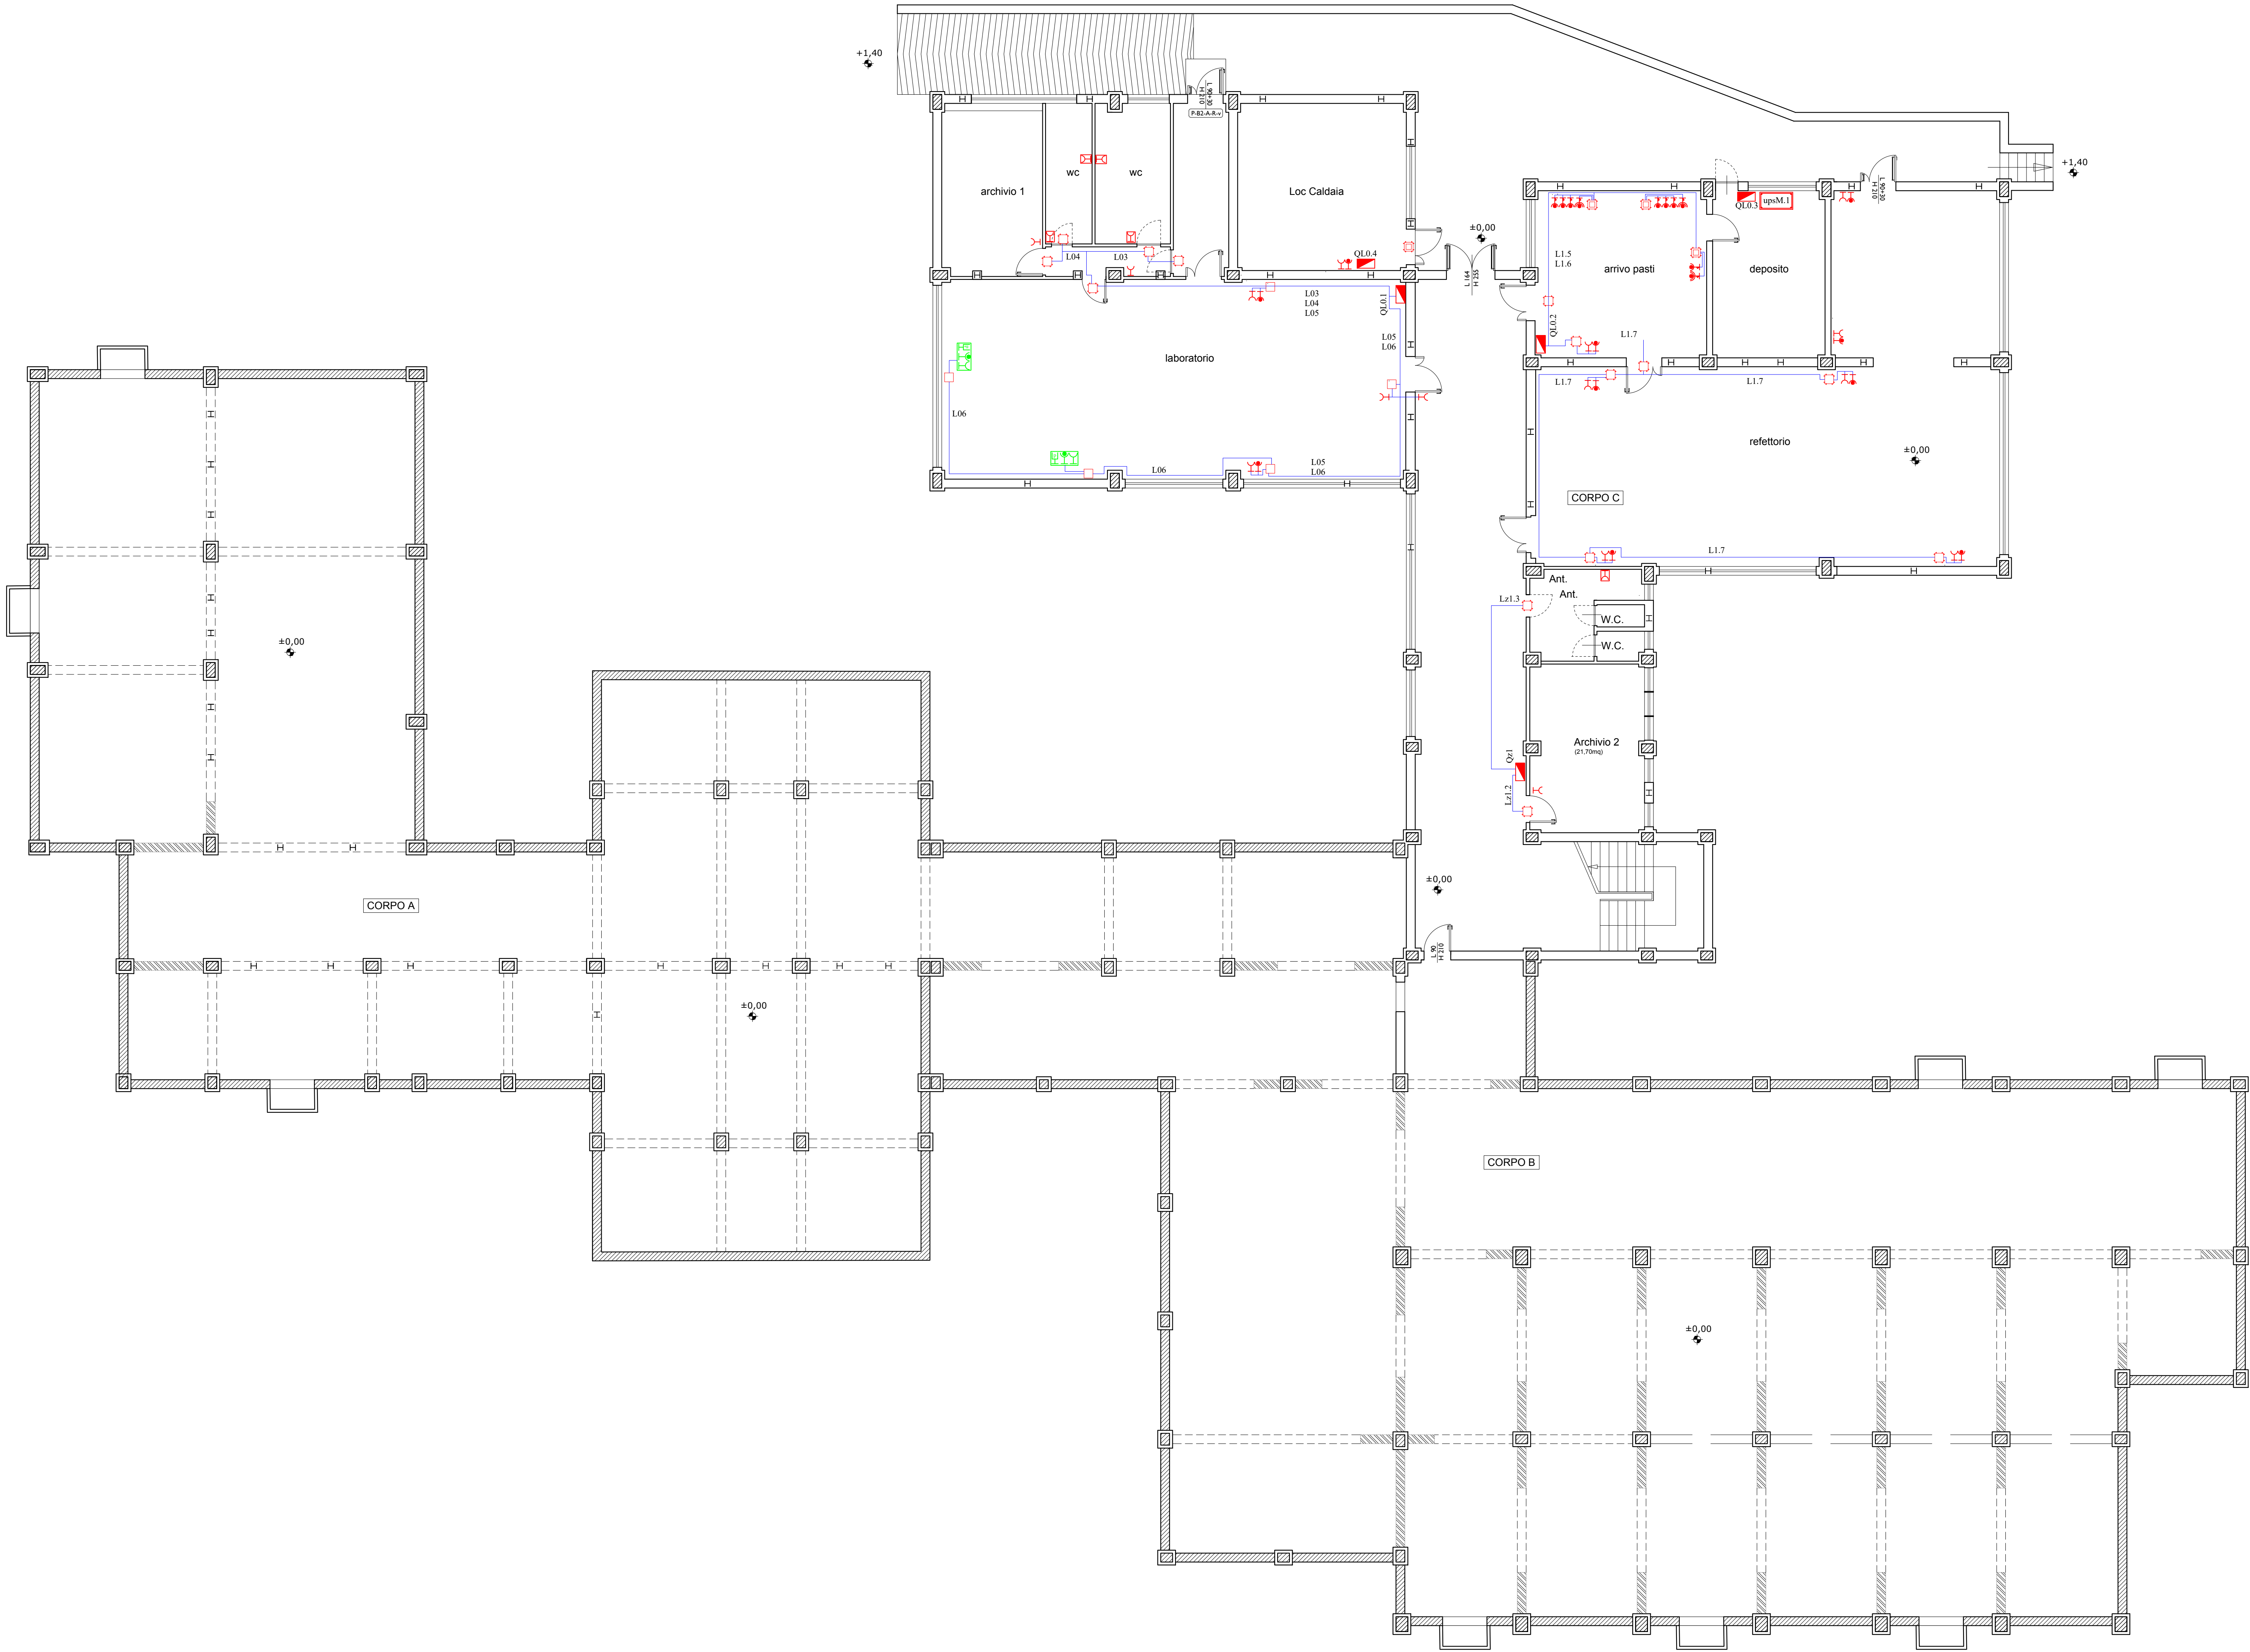

LEGENDA	
	Punto di fornitura Enel
	Quadro elettrico
	UPS trifase autonomia 30min. (art.14.6.3.4 + 14.6.4.7)
	UPS monofase autonomia 30min. (art.14.6.1.7 + 14.6.2.5)
	Scatola di derivazione
	Circuiti fem



COMUNE DI CANICATTI'
Libero Consorzio Comunale di Agrigento



OGGETTO:
PROGETTO RELATIVO AI LAVORI DI "COMPLETAMENTO, SISTEMAZIONE E MESSA A NORMA DEGLI IMPIANTI DELLA SCUOLA RAPISARDI" - **CUP: G17H03000130001**

PROGETTO ESECUTIVO

Codice elaborato	Titolo elaborato
7.10.1	ADEGUAMENTO IMPIANTO ELETTRICO Circuiti FEM: Piano Seminterrato
Nome file: 7_10.CIRCUITI FEM Piano Seminterrato.dwg	Scala: 1/100

Approvazioni / Validazioni:					

B					
A					
REV.	DESCRIZIONE	DATA	VERIFICATO	CONTROLLATO	APPROVATO

IL PROGETTISTA:

ING. LUIGI DI NATALI

Di Natali Luigi

Il RUP:

GEOM. ANTONIO LA VECCHIA
PROGETTISTA DI CANTICATTI

Firmato digitalmente da:
Antonio La Vecchia
Firmato il 14/05/2025 09:53
Data di Validazione: 15/05/2025
Cantacatti, Agrigento (AG) 92018

COLLABORATORI RUP:

GEOM. DIEGO SFALANGA
ING. CAMERINO DI CANTICATTI

GEOM. GIOACCHINO NICOSIA
ING. CAMERINO DI CANTICATTI