


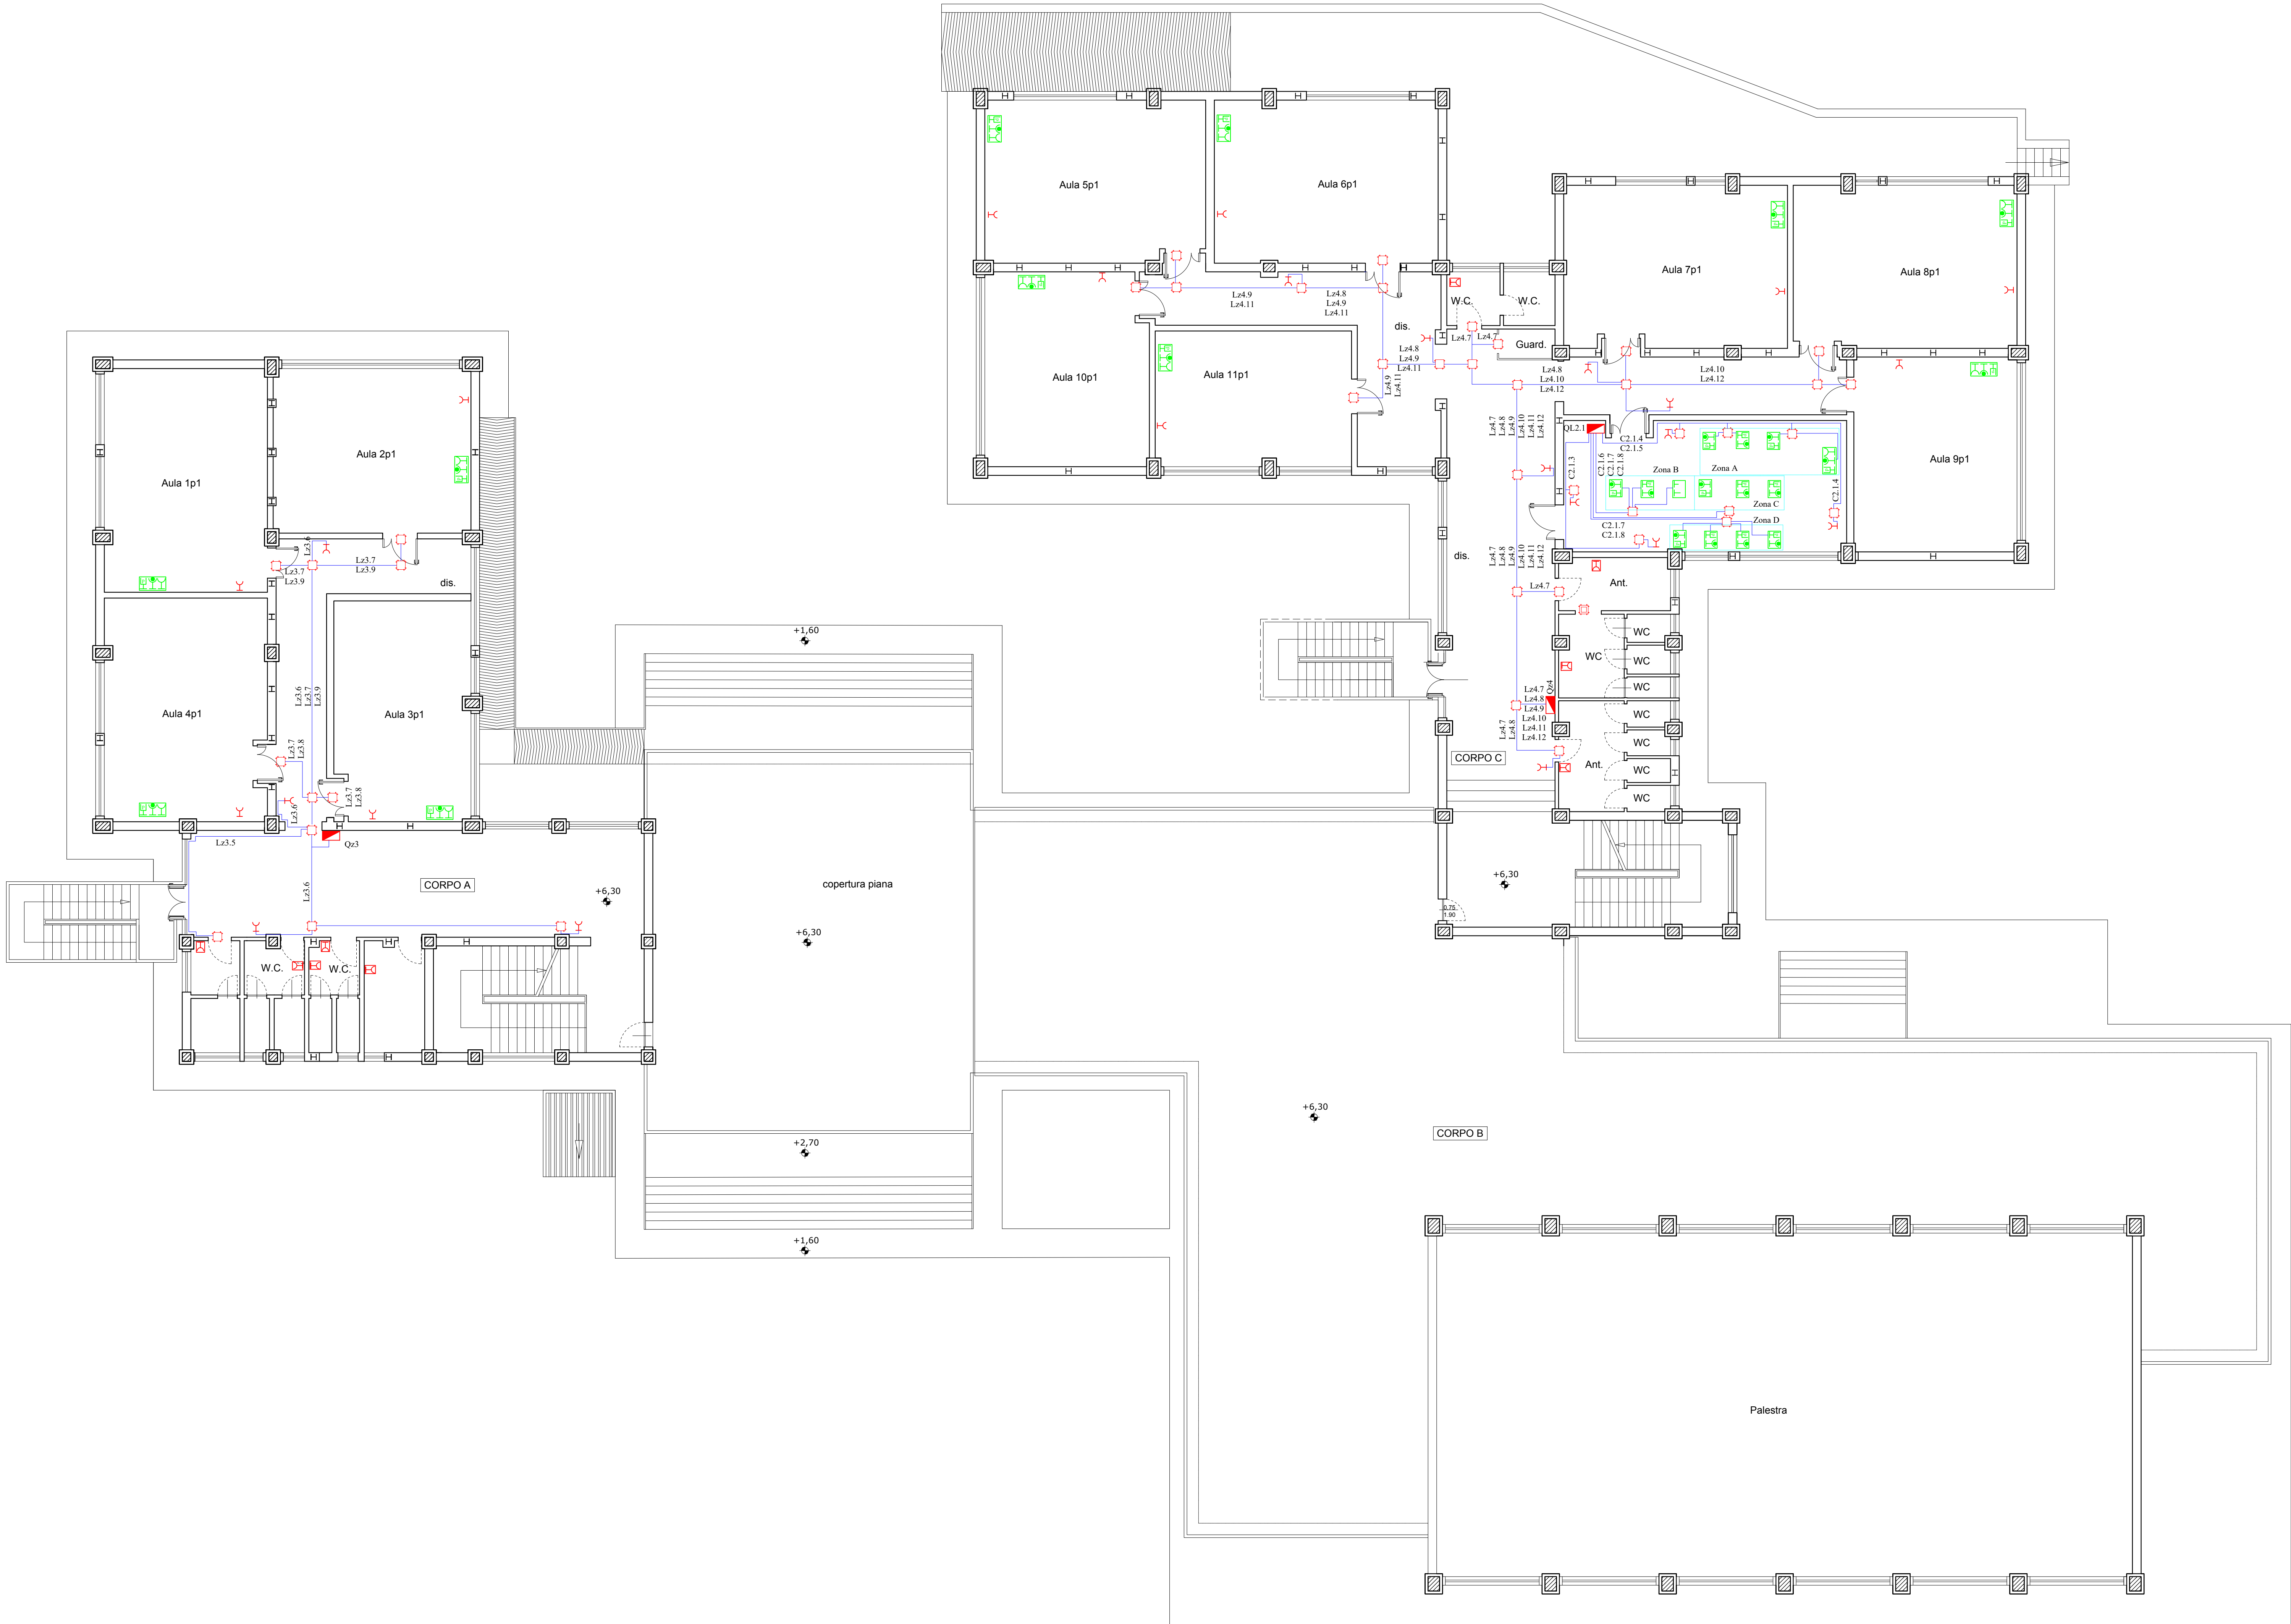

LEGENDA	
	Punto di fornitura Enel
	Quadro elettrico
	UPS trifase autonomia 30min. (art.14.6.3.4 + 14.6.4.7)
	UPS monofase autonomia 30min. (art.14.6.1.7 + 14.6.2.5)
	Scatola di derivazione
	Circuiti fem



COMUNE DI CANICATTI'
Libero Consorzio Comunale di Agrigento



OGGETTO:

PROGETTO RELATIVO AI LAVORI DI "COMPLETAMENTO, SISTEMAZIONE E MESSA A NORMA DEGLI IMPIANTI DELLA SCUOLA RAPISARDI" - **CUP: G17H03000130001**

PROGETTO ESECUTIVO

Codice elaborato	Titolo elaborato
7.10.3	ADEGUAMENTO IMPIANTO ELETTRICO Circuiti FEM: Piano Primo
Nome file: 7.10.CIRCUITI FEM Piano Primo.dwg	
Scala: 1/100	

Approvazioni / Validazioni:

B	EMISSIONE	OTTORRE 3025			
A	DESCRIZIONE	DATA	VERIFICATO	CONTROLLATO	APPROVATO

IL PROGETTISTA:

ING. LUIGI DI NATALI
Di Natali
Luigi



IL RUP:

GEOM. ANTONIO LA VECCHIA
VIA ROMANA 10 - 92010 CANICATTI

Firmato digitalmente da:
Antonio La Vecchia
Firmato il 14/05/2024 09:54
Data di firma: 14/05/2024 09:54
Data di scadenza: 14/05/2025 09:54

COLLABORATORI RUP:

GEOM. DIEGO SFALANGA
VIA ROMANA 10 - 92010 CANICATTI

GEOM. GIOACCHINO NICOSIA
VIA ROMANA 10 - 92010 CANICATTI