


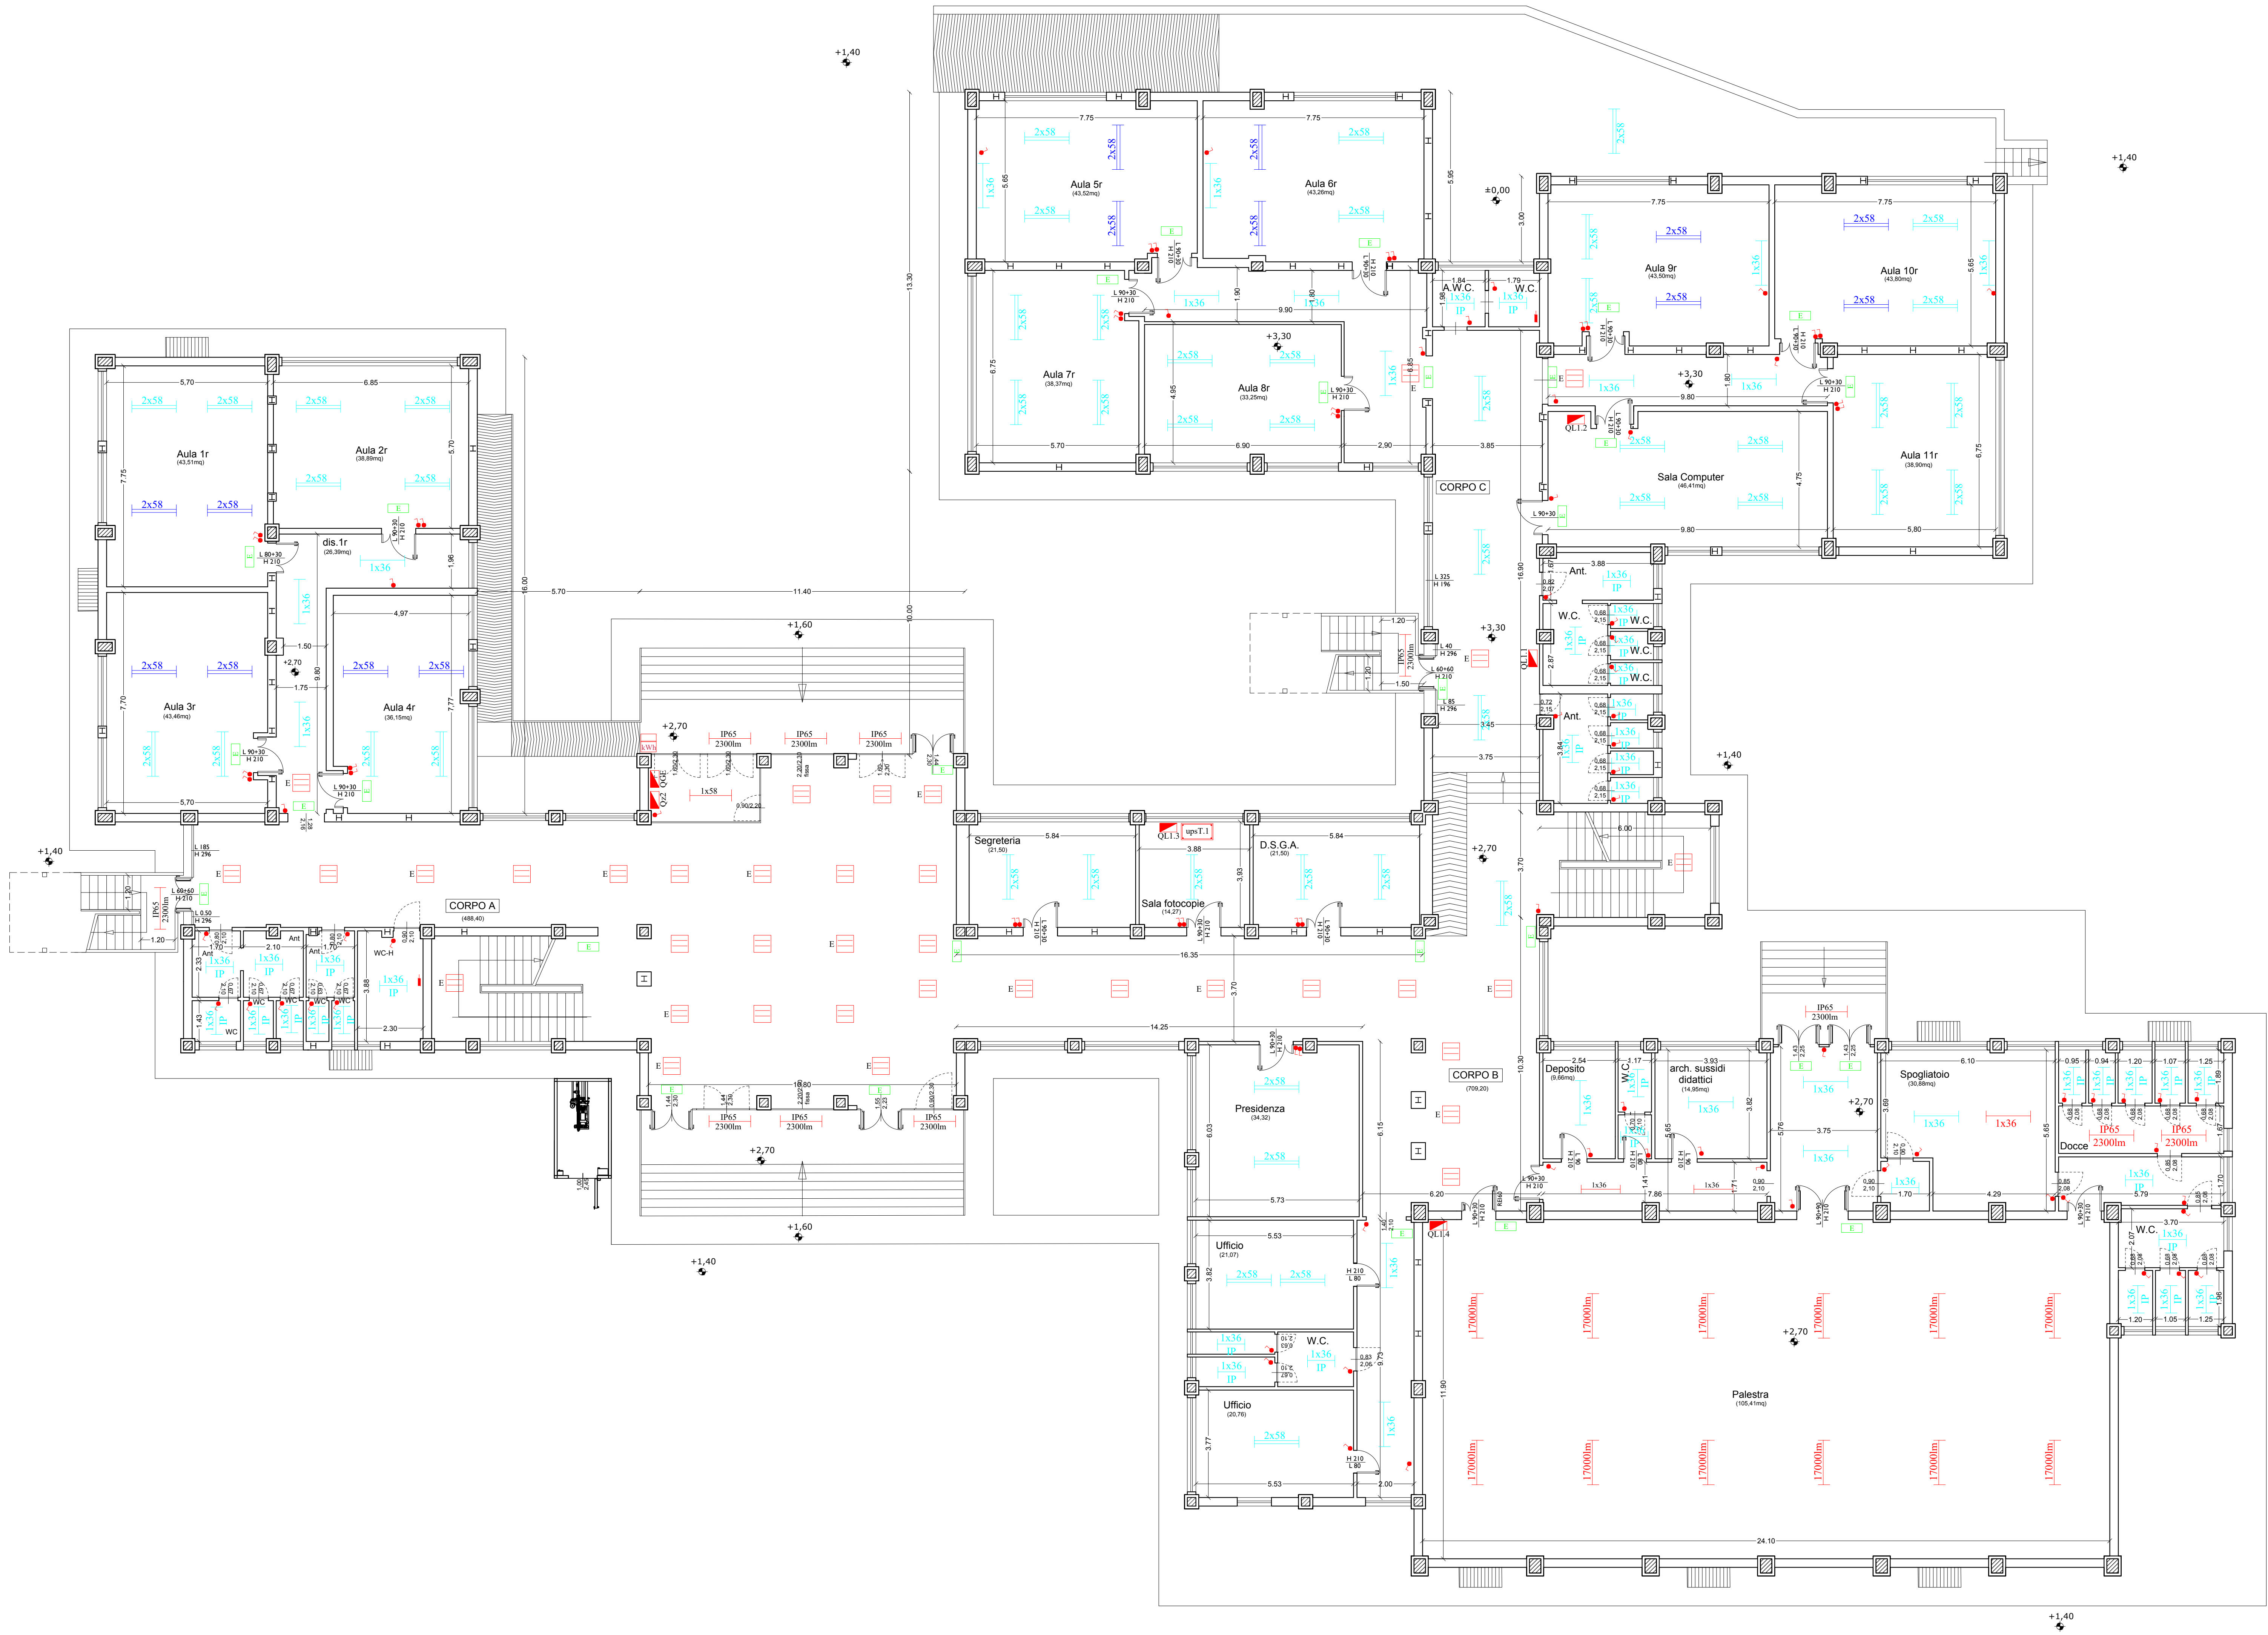

LEGENDA	
	Punto di fornitura Enel
	Quadro elettrico
	Pulsante chiamata disabili
	Interruttore unipolare
	Plafoniera Led da soffitto e/o controsoffitto dim. 60x60cm da 3500 e 5000 lumen (art.14.8.3.3)
	Plafoniera Led emergenza da soffitto e/o controsoffitto dim. 60x60cm da 3500 a 5000 lumen (art.NP.1)
	Plafoniera stagna da parete lampada fluorescente 1x18W IP 65 (art.14.8.2.1)
	Plafoniera a vista con lampada fluorescente IP20 ottica Dark Light 1x58 W (art.14.8.1.2)
	Plafoniera stagna IP65 L=120cm con lampada Led flusso da 2300 a 5150 lumen posa a soffitto (art.14.8.4.2)
	Plafoniera a vista con lampada fluorescente 1x36 W IP20 ottica Dark Light (art.14.8.1.1)
	Plafoniera a soffitto illuminazione palestra con lampada LED da 16800lumen (NP.3 + art.14.1.2.1)
	Plafoniera a vista con lampada fluorescente 2x58 W ottica Dark Light esistente da mantenere (art.14.1.1.1)
	Plafoniera a vista Dark Light lampada fluorescente 2x58W esistente smontaggio e ricollocazione (art.NP.2+14.1.1)
	Plafoniera esistente a parete o soffitto da mantenere con lampada fluorescente 1x36W ottica Dark Light (art.14.1.1.1)
	Plafoniera stagna esistente a parete o soffitto da mantenere con lampada fluorescente 1x58 W ottica Dark Light (art.14.1.1.1)
	Lampada di sicurezza indicazione uscite di emergenza (art.14.8.11.3)
	UPS trifase autonomia 30min. (art.14.6.3.4 + 14.6.4.7)
	UPS monofase autonomia 30min. (art.14.6.1.7 + 14.6.2.5)



OGGETTO:

PROGETTO RELATIVO AI LAVORI DI "COMPLETAMENTO, SISTEMAZIONE E MESSA A NORMA DEGLI IMPIANTI DELLA SCUOLA RAPISARDI" - CUP: G17H03000130001

PROGETTO ESECUTIVO

Codice elaborato	Titolo elaborato
7.6.2	ADEGUAMENTO IMPIANTO ELETTRICO
Impianto illuminazione normale e di emergenza: Piano rialzato	
Nome file: 7.6.ILLUMINAZIONE NORMALE E DI EMERGENZA: Piano rialzato.dwg	Scala: 1/100

Approvazioni / Validazioni:	

B	EMISSIONE	OTTOBRE 2025			
A	DESCRIZIONE	DATA	VERIFICATO	CONTROLLATO	APPROVATO
IL PROGETTISTA:					
ING. LUIGI DI NATALI			IL RUP:		
Di Natali Luigi			GEOM. ANTONIO LA VECCHIA		
			COLLABORATORI RUP:		
			GEOM. DIEGO SFALANGA		
			GEOM. GIOACCHINO NICOSIA		