


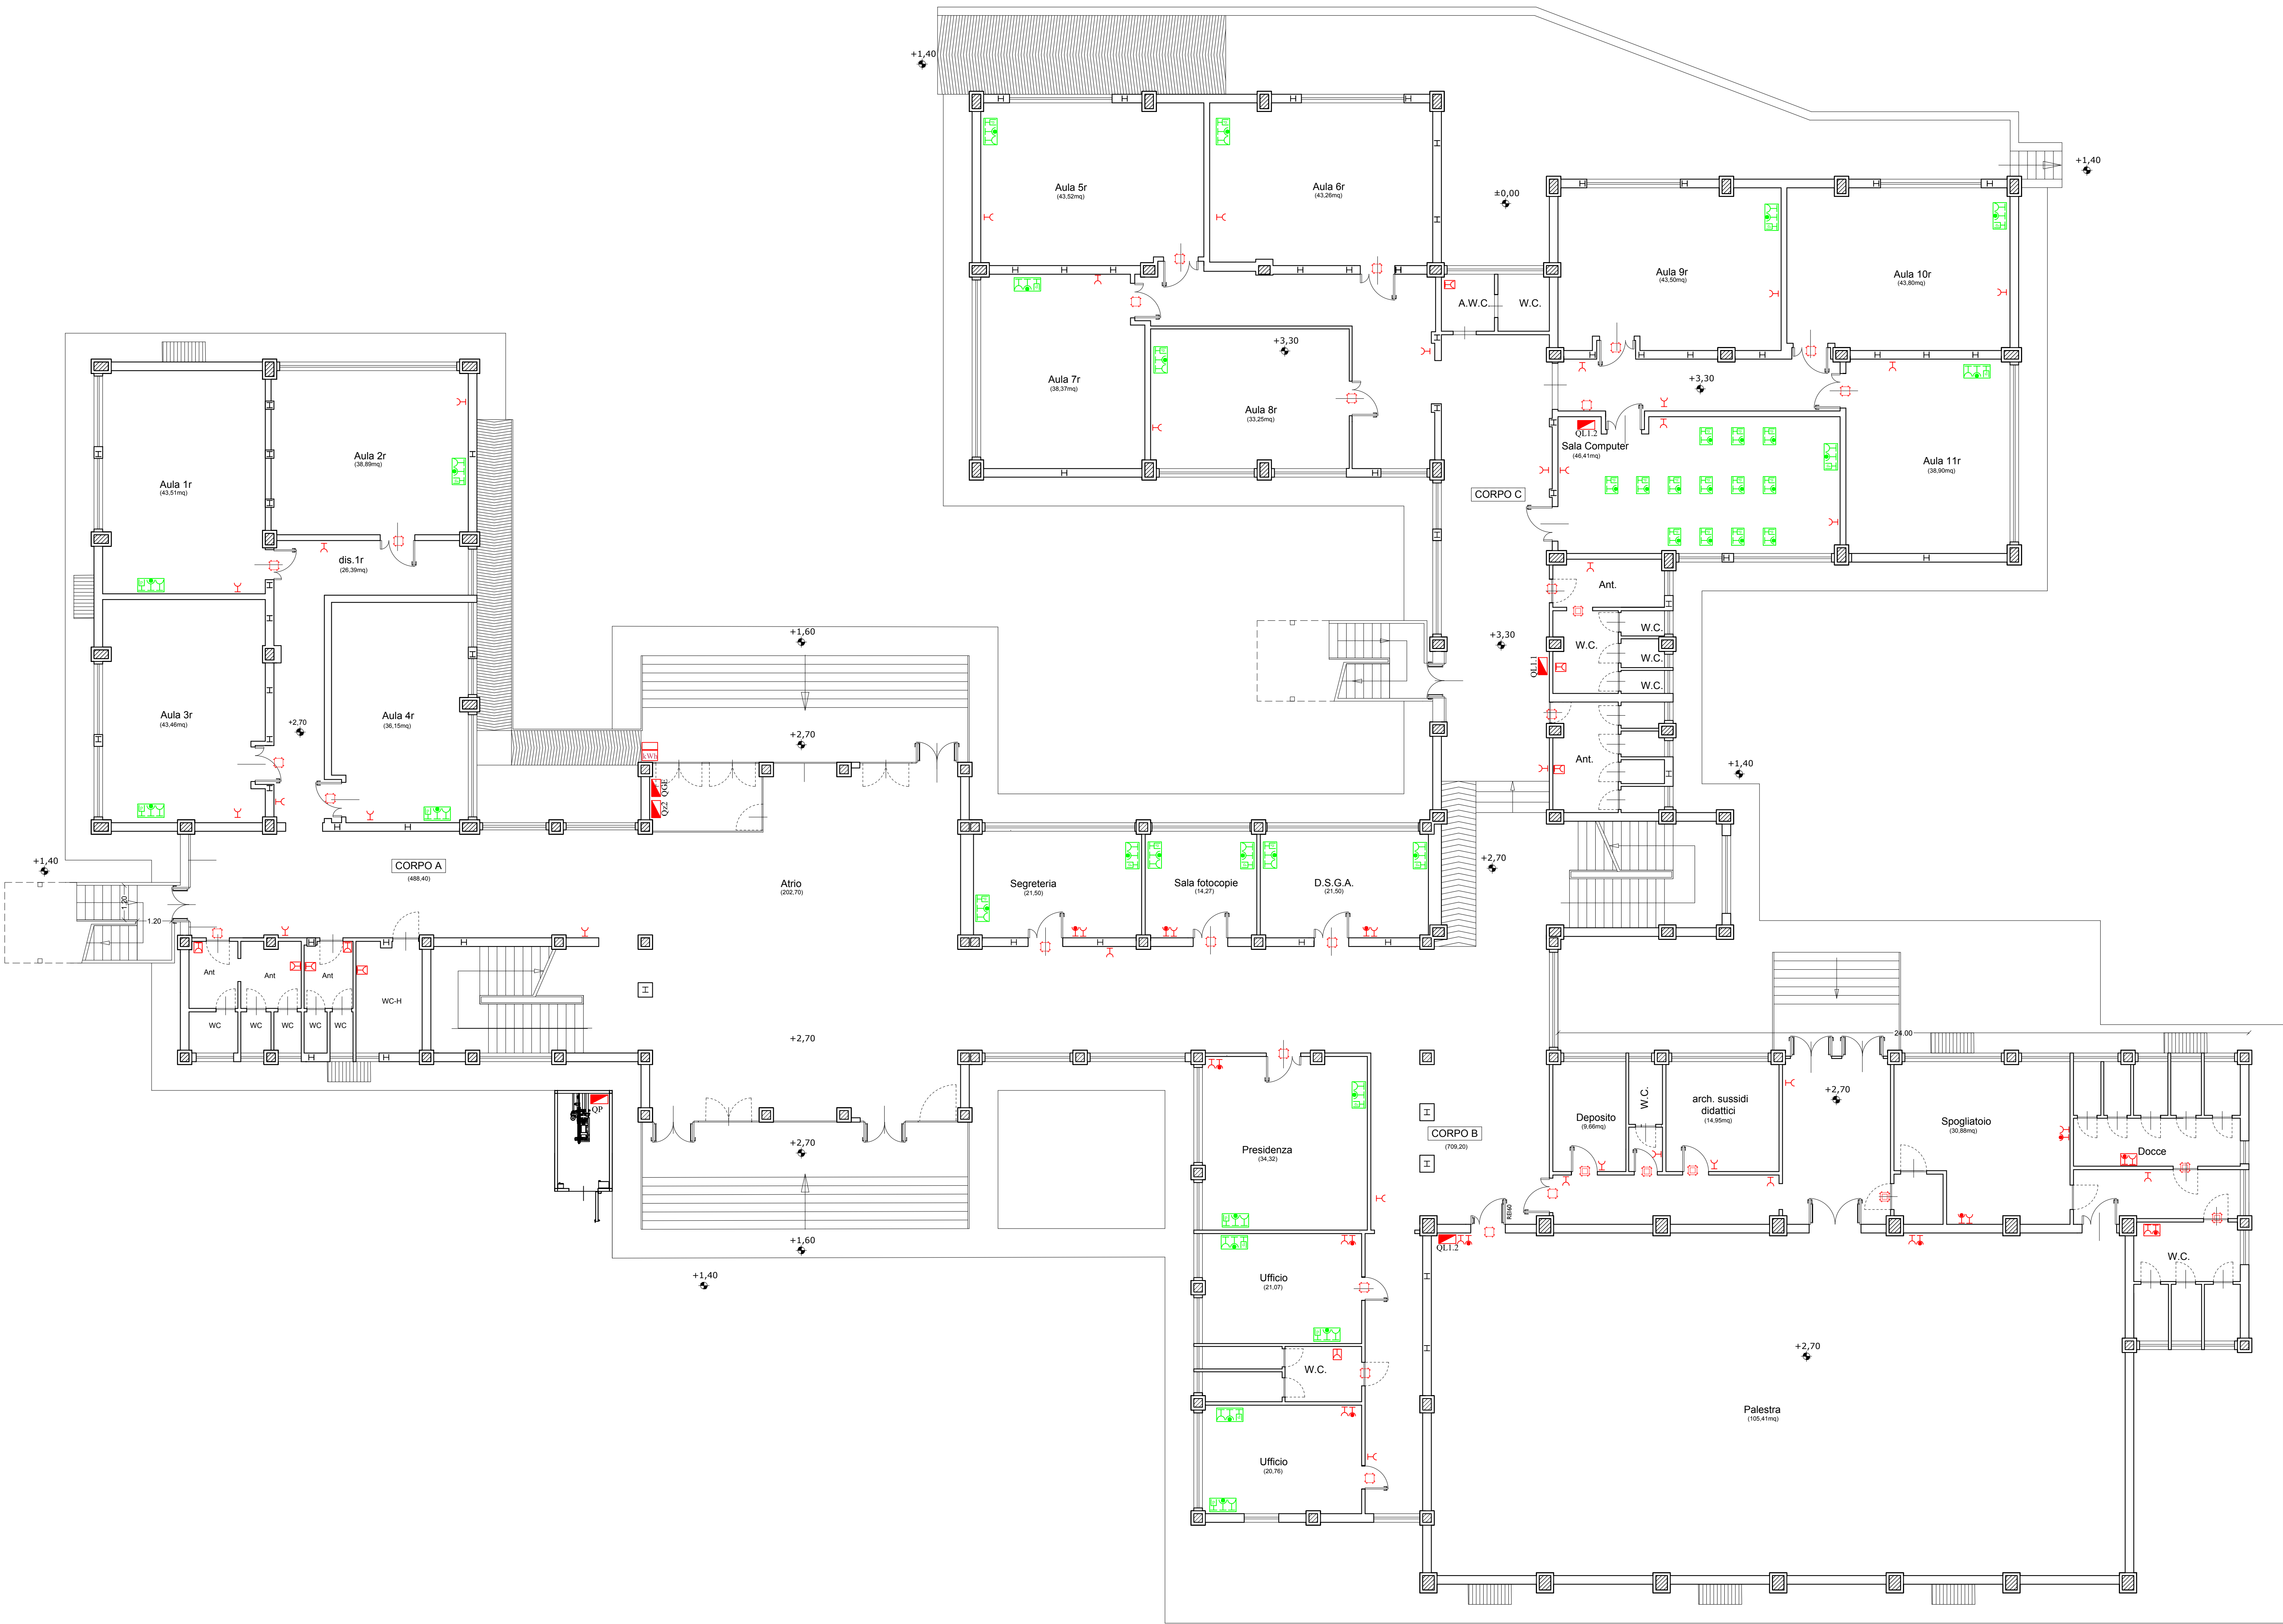

LEGENDA	
	Punto di fornitura Enel
	Quadro elettrico
	Presse UNEL 2P+T 16A (art.14.2.3.2)
	Presse bipasso 2P+T 16A (art.14.2.3.1)
	Presse trasmissione dati (art.14.11.1)
	Gruppo Tipo 1 alimentazione da UPS: n°1 presa UNEL 2P+T 16A (art.14.2.3.2); presa bipasso 2P+T 16A (art.14.2.3.1); n°1 presa trasmissione dati (art.14.11.1)
	Presse interbloccata da parete 2P+T 16A (art.14.2.6.7)
	Presse interbloccata da parete 3P+N+T 16A (art.14.2.7.9)
	Scatola di derivazione da esterni - (art.14.3.14.3)
	Scatola di derivazione da incasso - (art.14.3.13.3)
	Gruppo Tipo 2 alimentazione da UPS: presa bipasso 2P+T 16A (art.14.2.3.1); n°1 presa trasmissione dati (art.14.11.1)
	Presse UNEL 2P+T 16A stagna (art.14.2.3.2 + art.14.2.5)
	Presse bipasso 2P+T 16A (art.14.2.3.1+ art.14.2.5)
	UPS monofase autonomia 30min. - (art.14.6.1.7 + 14.6.2.5)
	UPS trifase autonomia 30min. - (art.14.6.3.4 + 14.6.4.7)

COMUNE DI CANICATTI'
Libero Consorzio Comunale di Agrigento

OGGETTO:

PROGETTO RELATIVO AI LAVORI DI "COMPLETAMENTO, SISTEMAZIONE E MESSA A NORMA DEGLI IMPIANTI DELLA SCUOLA RAPISARDI" - **CUP: G17H03000130001**

PROGETTO ESECUTIVO

Codice elaborato	Titolo elaborato
7.7.2	ADEGUAMENTO IMPIANTO ELETTRICO
Impianto FEM: Piano rialzato	
Nome file: 7.7.IMPIANTO FEM: Piano rialzato.dwg	Scala: 1/100

Approvazioni / Validazioni:

B	EMISSIONE	OTTOBRE 2025			
A	DESCRIZIONE	DATA	VERIFICATO	CONTROLLATO	APPROVATO

IL PROGETTISTA:

ING. LUIGI DI NATALI

Dì Natali Luigi

IL RUP:

GEOM. ANTONIO LA VECCHIA

COLLABORATORI RUP:

GEOM. DIEGO SALANGA

GEOM. GIOACCHINO NICOSIA