


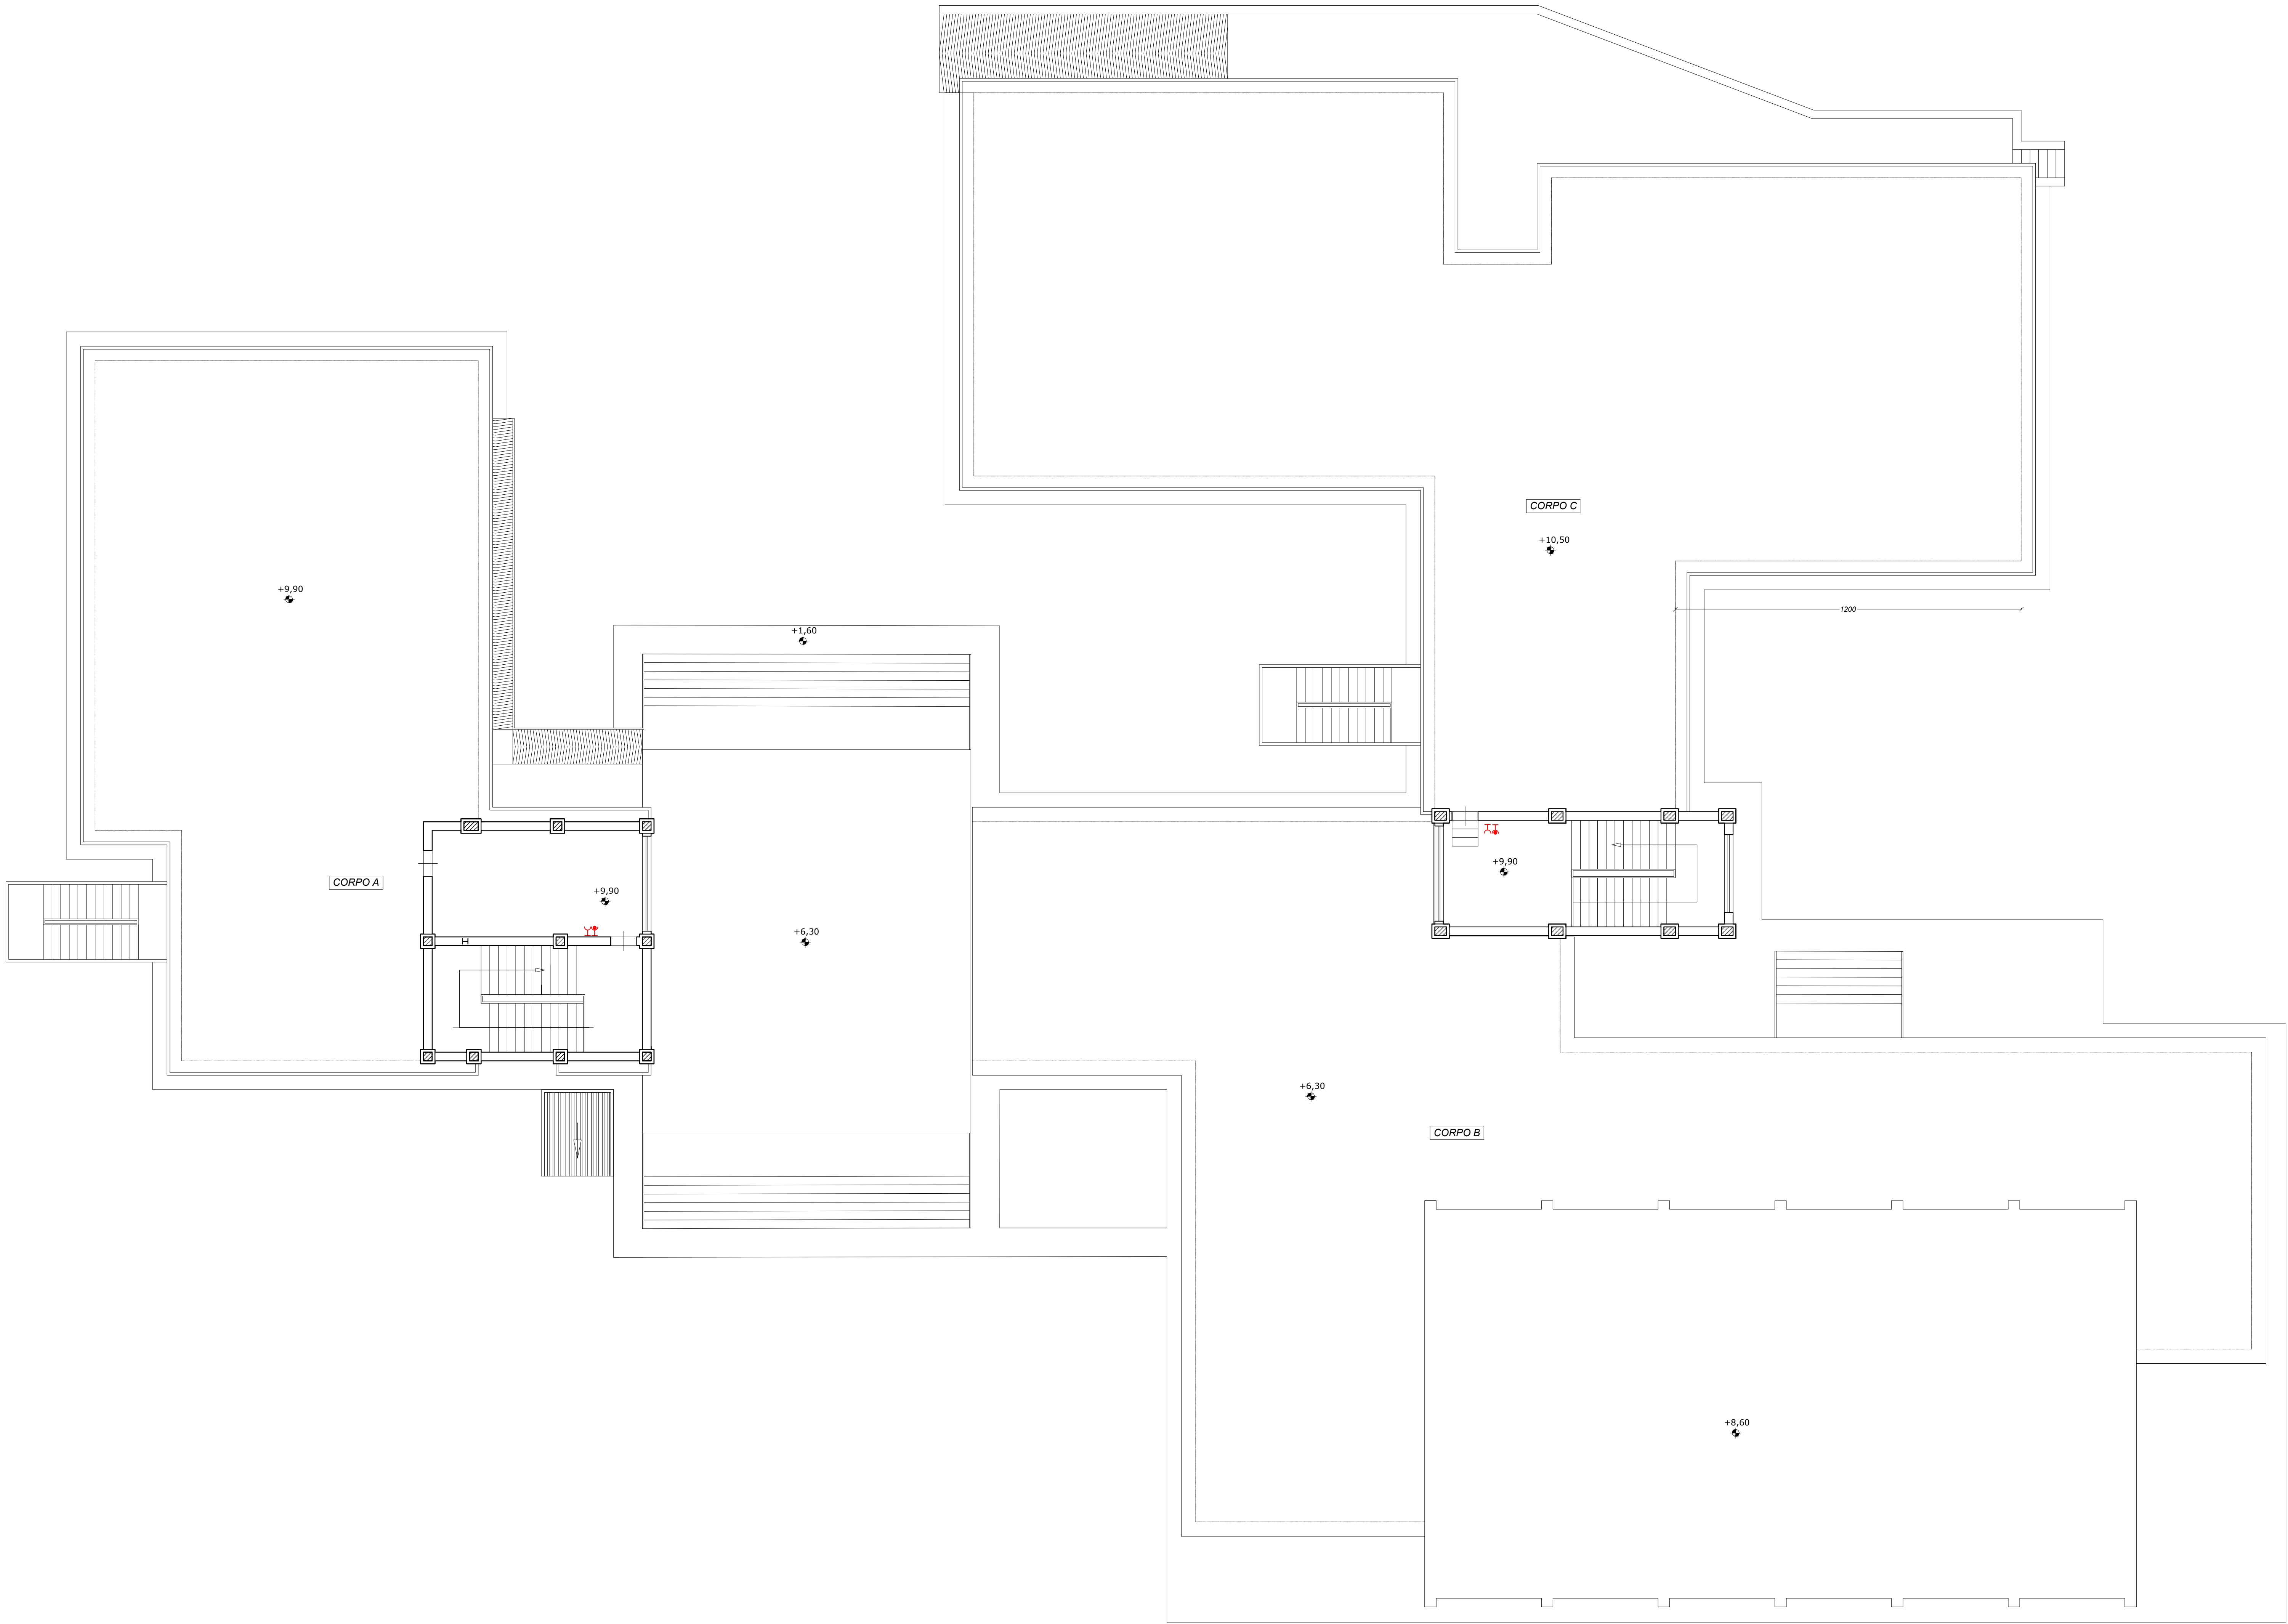

LEGENDA	
	Punto di fornitura Enel
	Quadro elettrico
	Presse UNEL 2P+T 16A (art.14.2.3.2)
	Presse bypass 2P+T 16A (art.14.2.3.1)
	Presse trasmissione dati (art.14.11.1)
	Gruppo Tipo 1 alimentazione da UPS: n°1 presa UNEL 2P+T 16A (art.14.2.3.2); presa bypass 2P+T 16A (art.14.2.3.1); n.1 presa trasmissione dati (art.14.11.1)
	Presse interbloccata da parete 2P+T 16A (art.14.2.6.7)
	Presse interbloccata da parete 3P+N+T 16A (art.14.2.7.9)
	Scatola di derivazione da esterni - (art.14.3.14.3)
	Scatola di derivazione da incasso - (art.14.3.13.3)
	Gruppo Tipo 1 alimentazione da UPS: presa bypass 2P+T 16A (art.14.2.3.1); n.1 presa trasmissione dati (art.14.11.1)
	Presse UNEL 2P+T 16A stagna (art.14.2.3.2 + art.14.2.5)
	Presse bypass 2P+T 16A (art.14.2.3.1+ art.14.2.5)
	UPS monofase autonomia 30min. - (art.14.6.1.7 + 14.6.2.5)
	UPS trifase autonomia 30min. - (art.14.6.3.4 + 14.6.4.7)



COMUNE DI CANICATTI'
Libero Consorzio Comunale di Agrigento



OGGETTO:

PROGETTO RELATIVO AI LAVORI DI "COMPLETAMENTO, SISTEMAZIONE E MESSA A NORMA DEGLI IMPIANTI DELLA SCUOLA RAPISARDI" - CUP: PROV0000057869

PROGETTO ESECUTIVO

Codice elaborato	Titolo elaborato
7.7.4	ADEGUAMENTO IMPIANTO ELETTRICO Impianto FEM: Piano secondo
Nome file: 7.7 IMPIANTO FEM: Piano secondo.dwg	Scala: 1/100

Approvazioni / Validazioni:					

B	EMISSIONE	OTTORRE 2025			
A	DESCRIZIONE	DATA	VERIFICATO	CONTROLLATO	APPROVATO

IL PROGETTISTA: ING. LUIGI DI NATALI Di Natali Luigi Firmato digitalmente da Di Natali Luigi Data: 2025.11.10 12:37:16 +01'00'		IL RUP: GEOM. ANTONIO LA VECCHIA Firmato digitalmente da Antonio La Vecchia Data: 2025.11.10 12:37:16 +01'00'	
COLLABORATORI RUP: GEOM. DIEGO SFALANGA Firmato digitalmente da Diego Sfalanga Data: 2025.11.10 12:37:16 +01'00'		GEOM. GIOACCHINO NICOSIA Firmato digitalmente da Gioacchino Nicosia Data: 2025.11.10 12:37:16 +01'00'	