


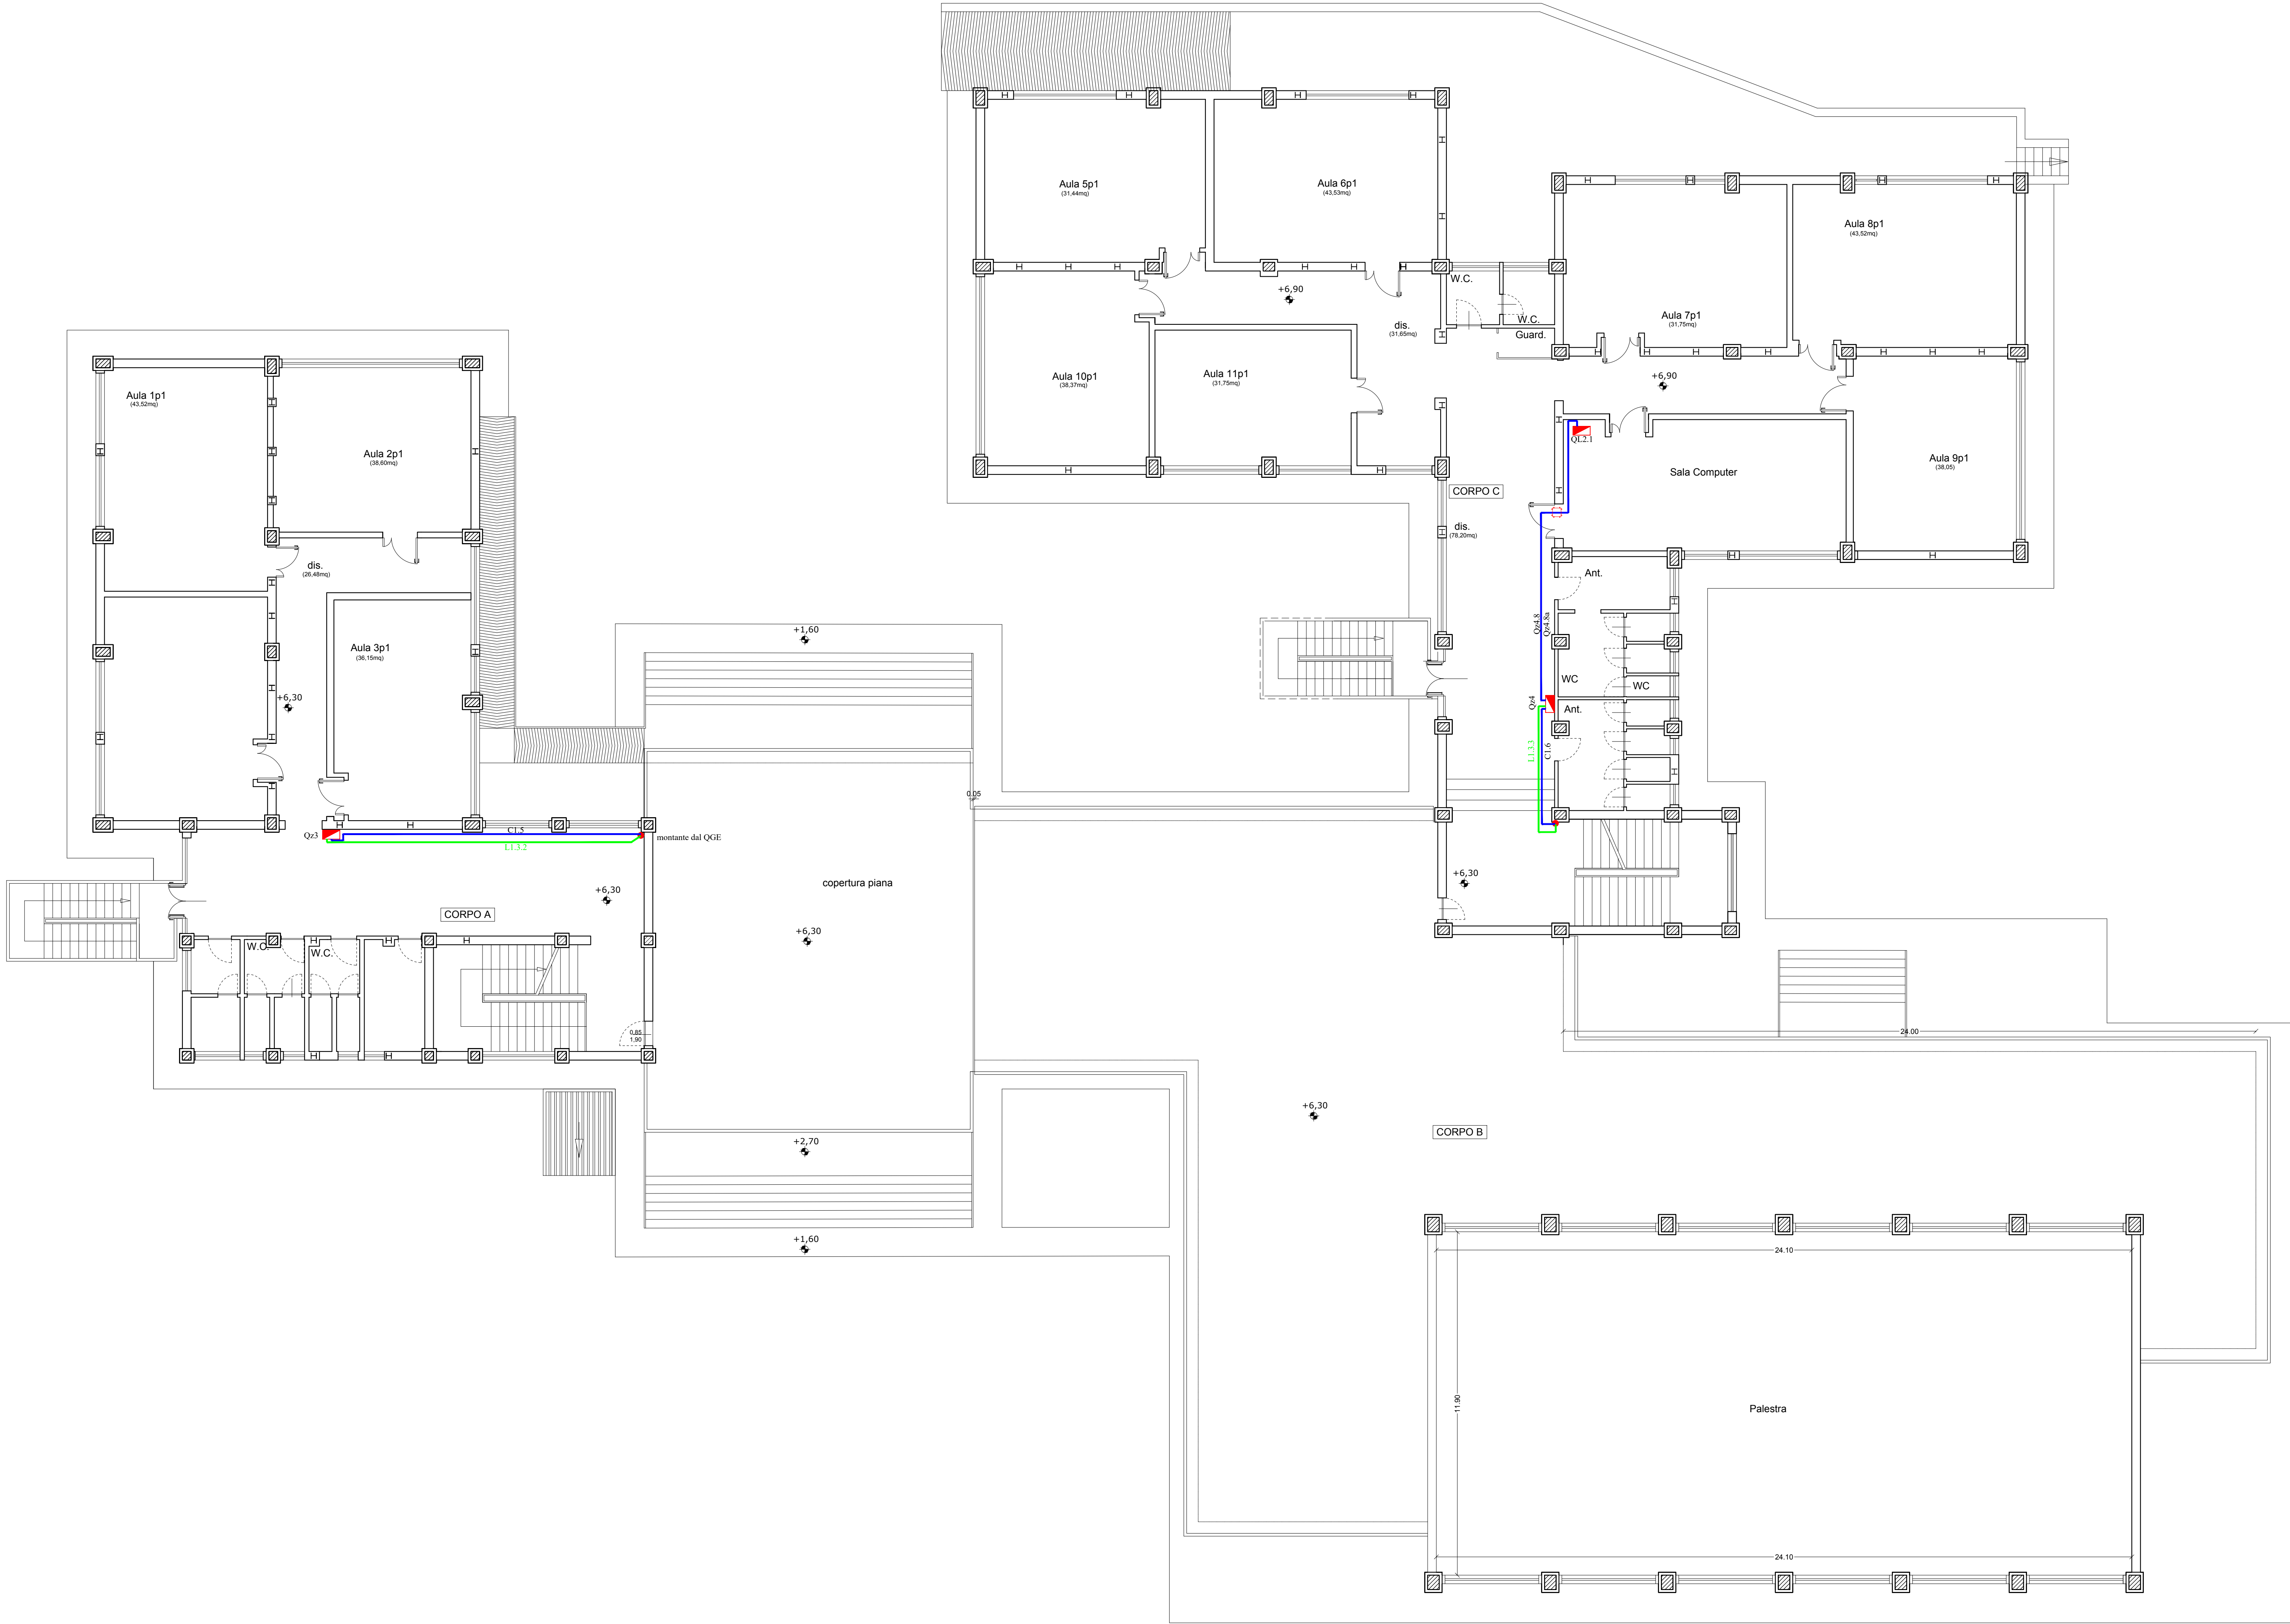

LEGENDA	
	Punto di fornitura Enel
	Quadro elettrico
	UPS trifase autonomia 30min. (art.14.6.3.4 + 14.6.4.7)
	UPS monofase autonomia 30min. (art.14.6.1.7 + 14.6.2.5)
	Scatola di derivazione
	Circuiti di alimentazione
	Circuiti di alimentazione UPS



COMUNE DI CANICATTI'
Libero Consorzio Comunale di Agrigento



OGGETTO:

PROGETTO RELATIVO AI LAVORI DI "COMPLETAMENTO, SISTEMAZIONE E MESSA A NORMA DEGLI IMPIANTI DELLA SCUOLA RAPISARDI" - **CUP: G17H03000130001**

PROGETTO ESECUTIVO

Codice elaborato	Titolo elaborato
7.8.3	ADEGUAMENTO IMPIANTO ELETTRICO Circuiti Quadri Principali: Piano Primo
Nome file: 7.8.CIRCUITI QUADRI PRINCIPALI Piano Primo.dwg Scala: 1/100	

Approvazioni / Validazioni:

B	EMISSIONE	OTTORRE 2025			
A	DESCRIZIONE	DATA	VERIFICATO	CONTROLLATO	APPROVATO

IL PROGETTISTA:

ING. LUIGI DI NATALI
Di Natali
Luigi



IL RUP:

GEOM. ANTONIO LA VECCHIA
Firmato digitalmente da:
Antonio La Vecchia
COLLABORATORI RUP:
GEOM. DIEGO SFALANGA
GEOM. GIOACCHINO NICOSIA