


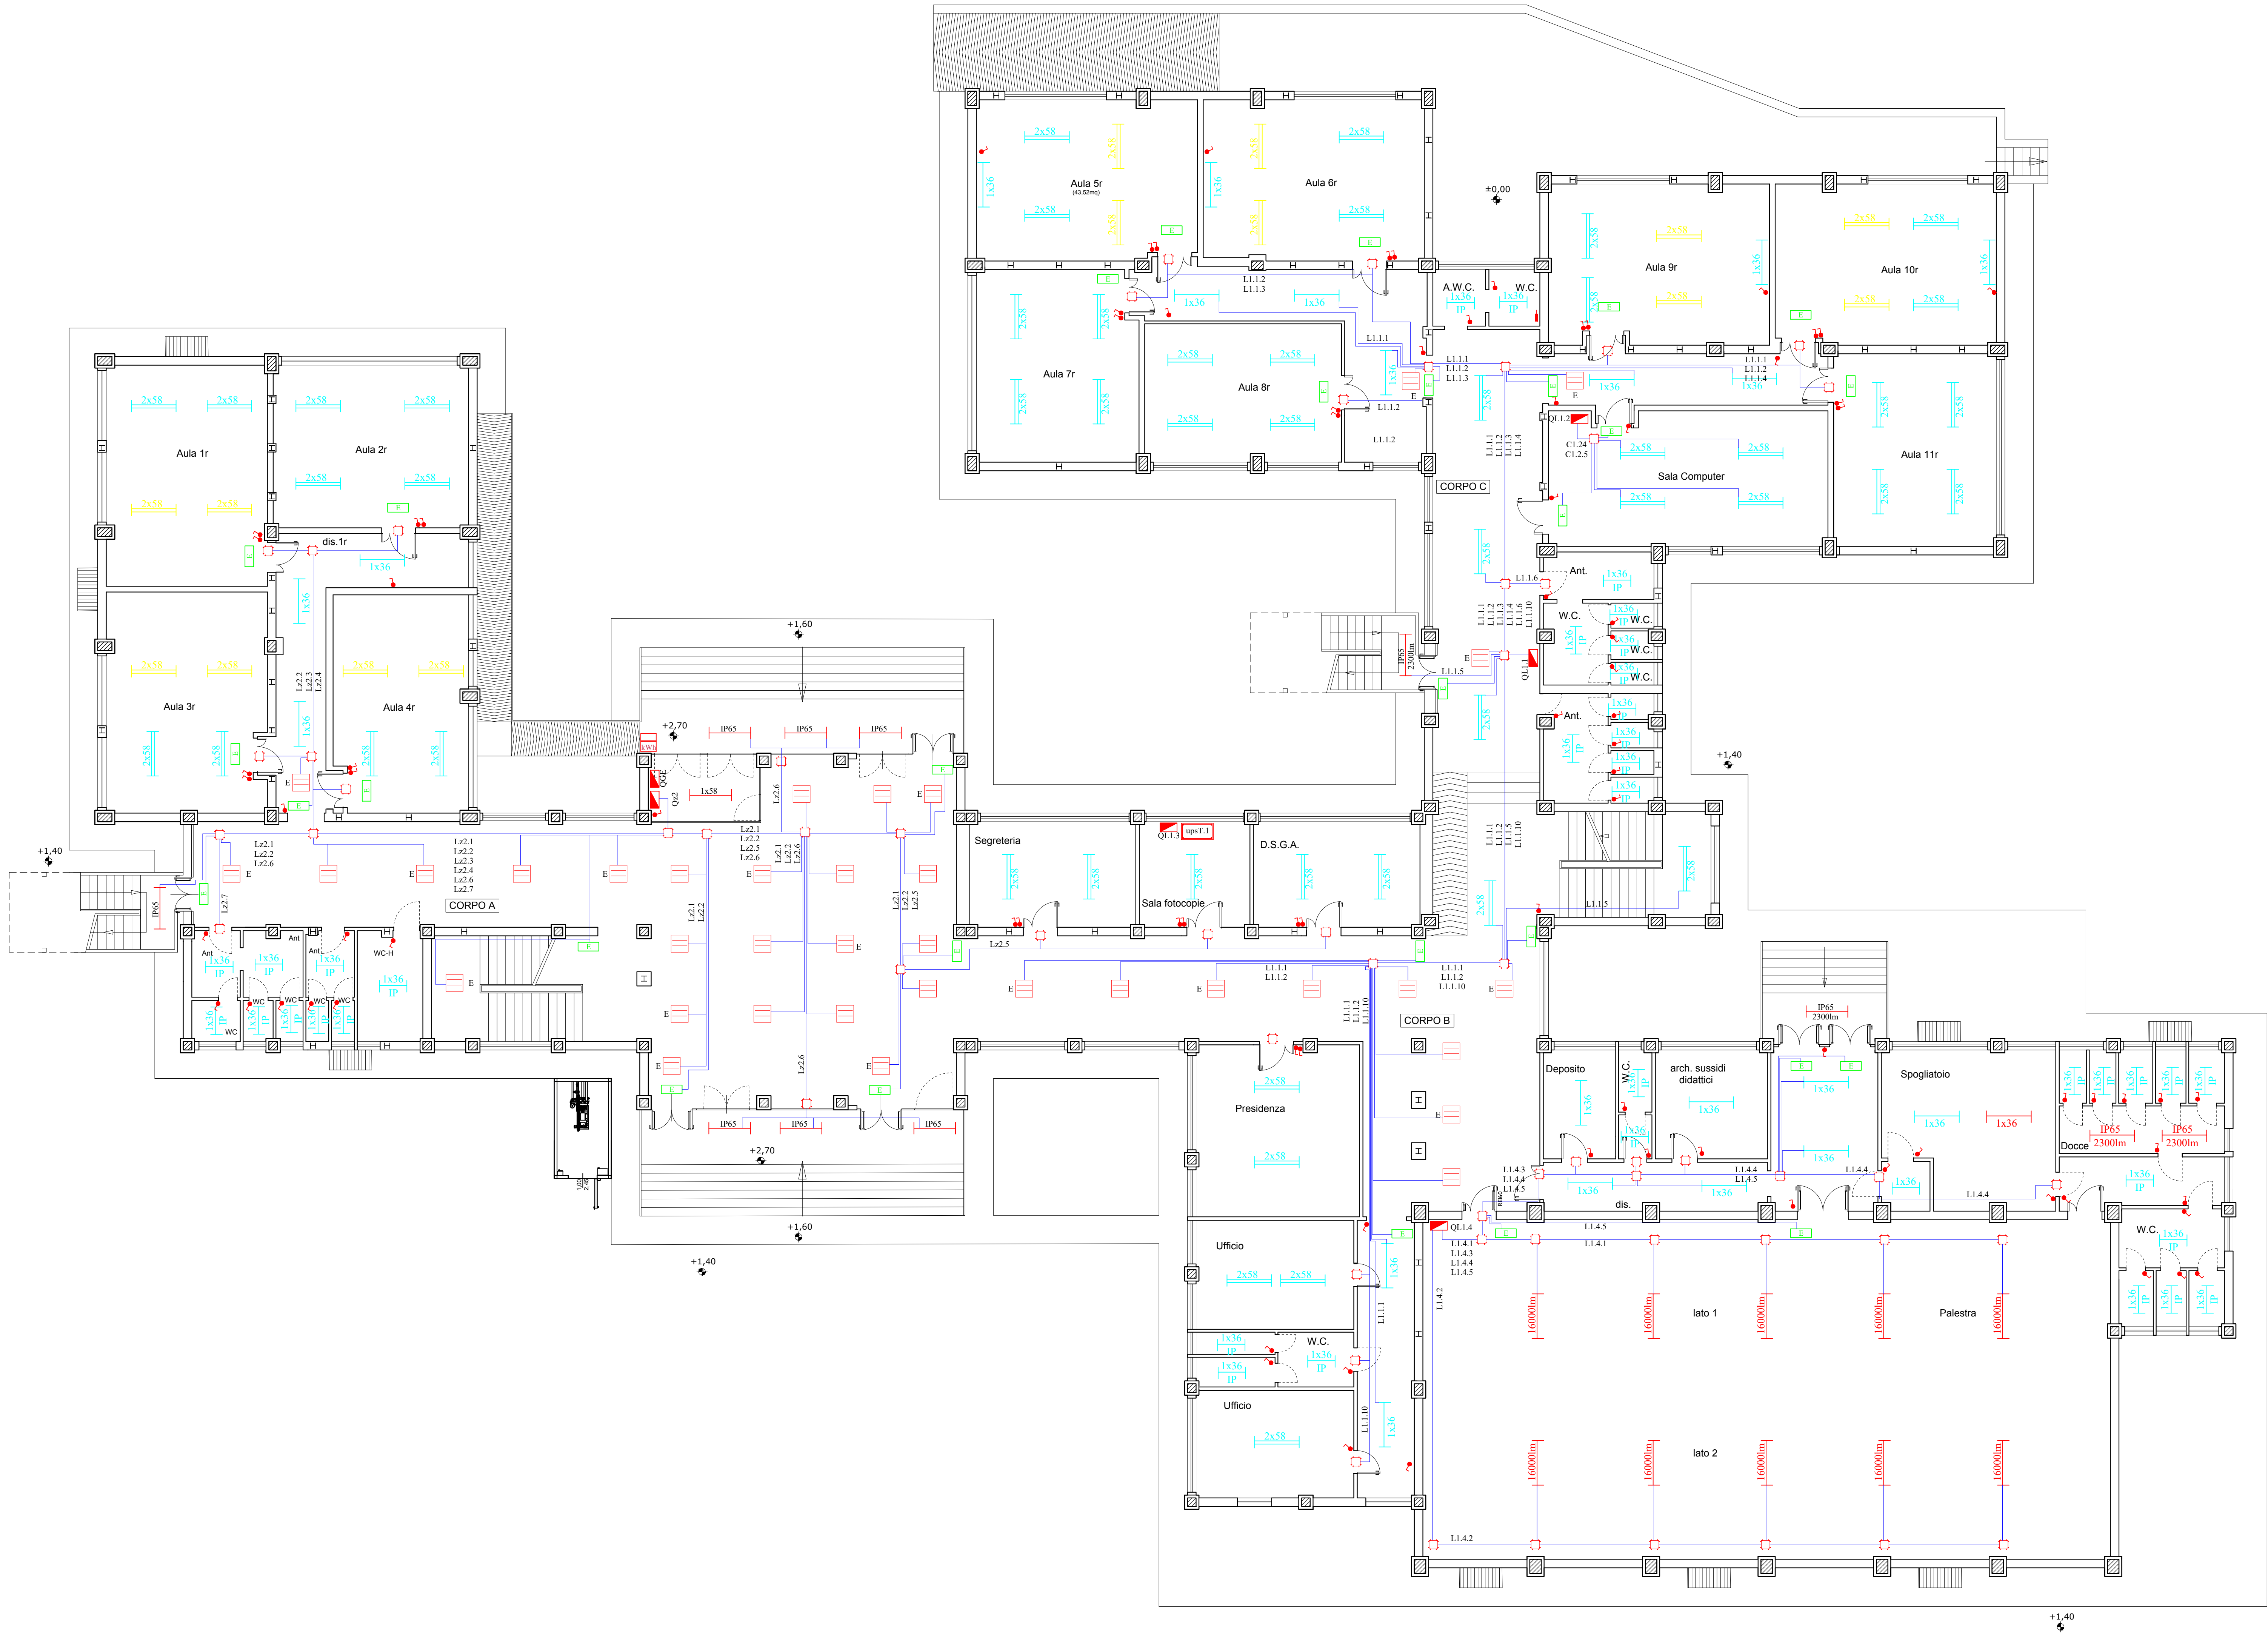

LEGENDA	
	Punto di fornitura Enel
	Quadro elettrico
	UPS trifase autonomia 30min. (art.14.6.3.4 + 14.6.4.7)
	UPS monofase autonomia 30min. (art.14.6.1.7 + 14.6.2.5)
	Scatola di derivazione
	Circuiti illuminazione



COMUNE DI CANICATTI'
Libero Consorzio Comunale di Agrigento



OGGETTO:
PROGETTO RELATIVO AI LAVORI DI "COMPLETAMENTO, SISTEMAZIONE E MESSA A NORMA DEGLI IMPIANTI DELLA SCUOLA RAPISARDI" - CUP: G17H03000130001

PROGETTO ESECUTIVO

Codice elaborato	Titolo elaborato
7.9.2	ADEGUAMENTO IMPIANTO ELETTRICO Circuiti Illuminazione: Piano Rialzato
Nome file: 7.9.CIRCUITI ILLUMINAZIONE Piano Rialzato.dwg	Scala: 1/100

Approvazioni / Validazioni:

B	EMISSIONE	OTTOBRE 2025			
A	DESCRIZIONE	DATA	VERIFICATO	CONTROLLATO	APPROVATO

IL PROGETTISTA: ING. LUIGI DI NATALI 	IL RUP: GEOM. ANTONIO LA VECCHIA
COLLABORATORI RUP: GEOM. DIEGO SFALANGA GEOM. GIOACCHINO NICOSIA	