


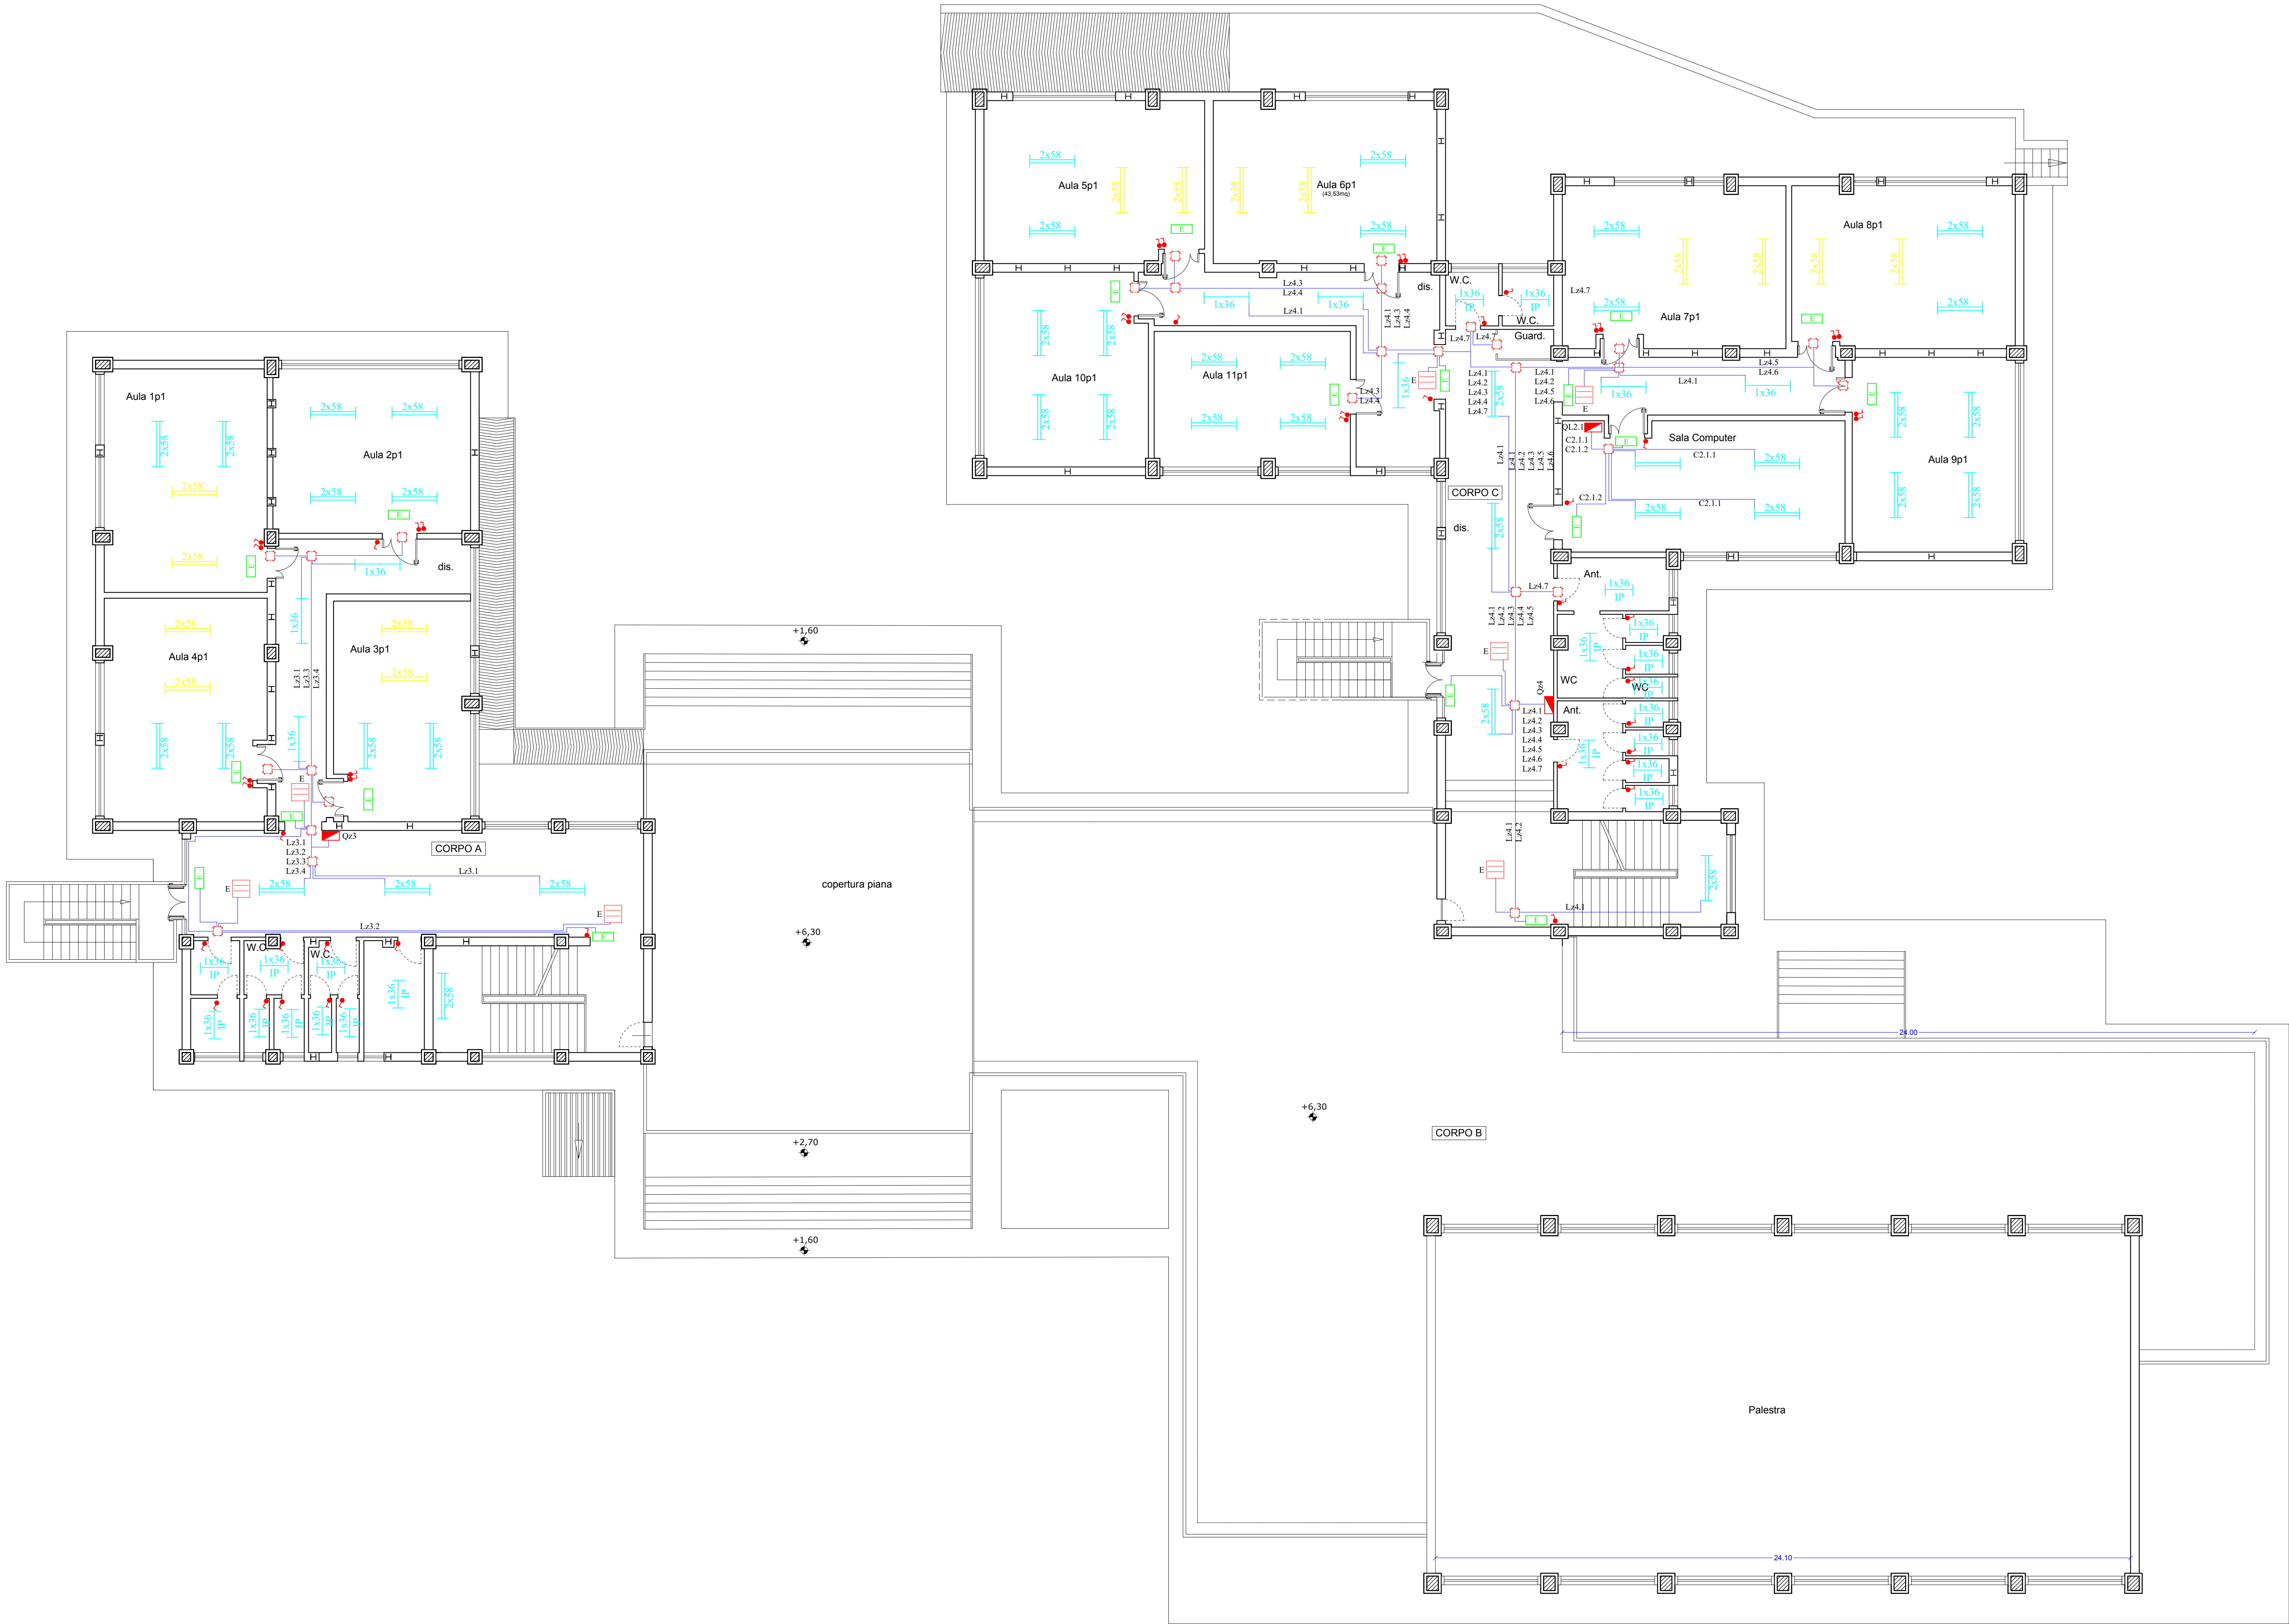

LEGENDA	
	Punto di fornitura Enel
	Quadro elettrico
	UPS trifase autonomia 30min. (art.14.6.3.4 + 14.6.4.7)
	UPS monofase autonomia 30min. (art.14.6.1.7 + 14.6.2.5)
	Scatola di derivazione
	Circuiti illuminazione



COMUNE DI CANICATTI'
Libero Consorzio Comunale di Agrigento



OGGETTO:

PROGETTO RELATIVO AI LAVORI DI "COMPLETAMENTO, SISTEMAZIONE E MESSA A NORMA DEGLI IMPIANTI DELLA SCUOLA RAPISARDI" - **CUP: G17H03000130001**

PROGETTO ESECUTIVO

Codice elaborato	Titolo elaborato
7.9.3	ADEGUAMENTO IMPIANTO ELETTRICO Circuiti Illuminazione: Piano Primo
Nome file: 7.9.CIRCUITI ILLUMINAZIONE Piano Primo.dwg	Scala: 1/100

Approvazioni / Validazioni:					
B	EMISSIONE	OTTORRE 2025			
A	DESCRIZIONE	DATA	VERIFICATO	CONTROLLATO	APPROVATO

IL PROGETTISTA:	IL RUP:
ING. LUIGI DI NATALI Di Natali Luigi	GEOM. ANTONIO LA VECCHIA GEOM. DIEGO SFALANGA GEOM. GIOACCHINO NICOSIA